
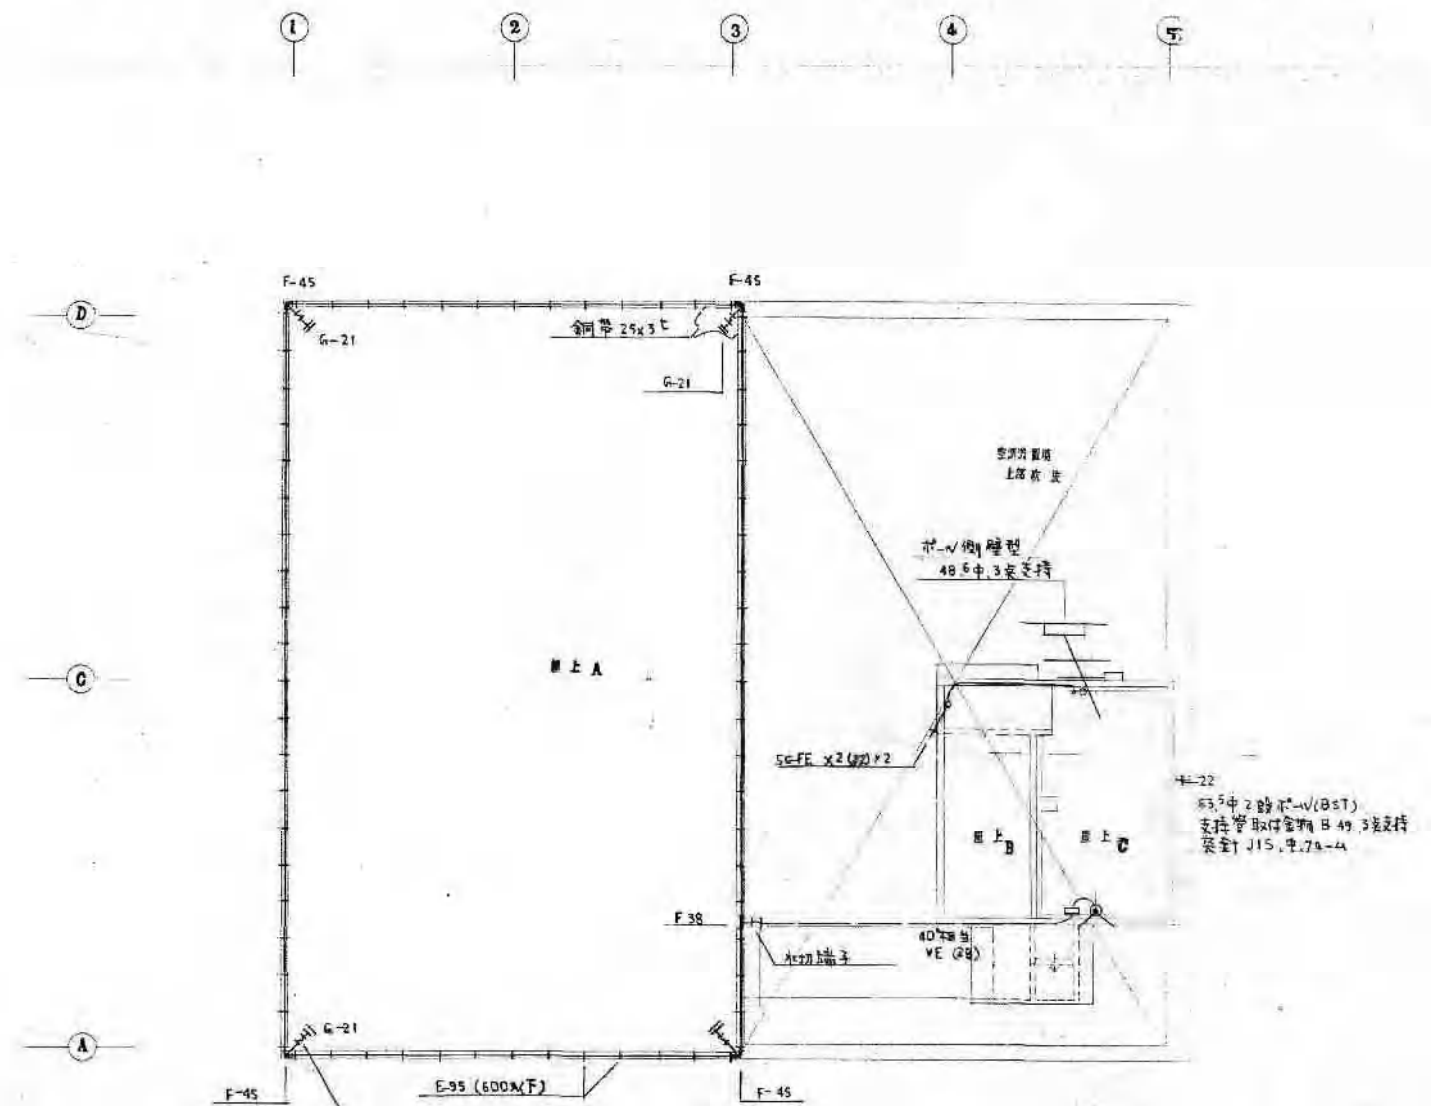





竣工年月日	2022. 6. 30	大建設計・倉森建築設計事務所共同企業体	DATE 2022. 6. 30	PRJ.M. No. P-2021-007	一級建築士 (第 272172 号) 高畑 憲明	PRJ.M. TITLE 総社市旧本庁舎・保健センター・総合福祉センター解体工事	電気
監理者印			ONEOK			DRW. TITLE 自動火災報知設備・警報設備 1 F 撤去資産リスト表	DRW. NO. E-3064
施工者印						SCALE N. S. (A1) N. S. (A3)	

[illegible]

竣工年月日		大建設計・倉森建築設計事務所共同企業体	DATE	2022. 6. 30	PRD. NO.	P-2021-007	一級建築士 (第 272172 号) 高畑 憲明	PRD. TITLE	総社市旧本庁舎・保健センター・総合福祉センター解体工事	電気		
監理者印			CHECK									
施工者印			DR. TITLE	自衛火災報知設備・警報施設 R1F・R2F平面図							DR. NO.	E-3067
			SCALE	1:100 (A1) 1:200 (A3)								

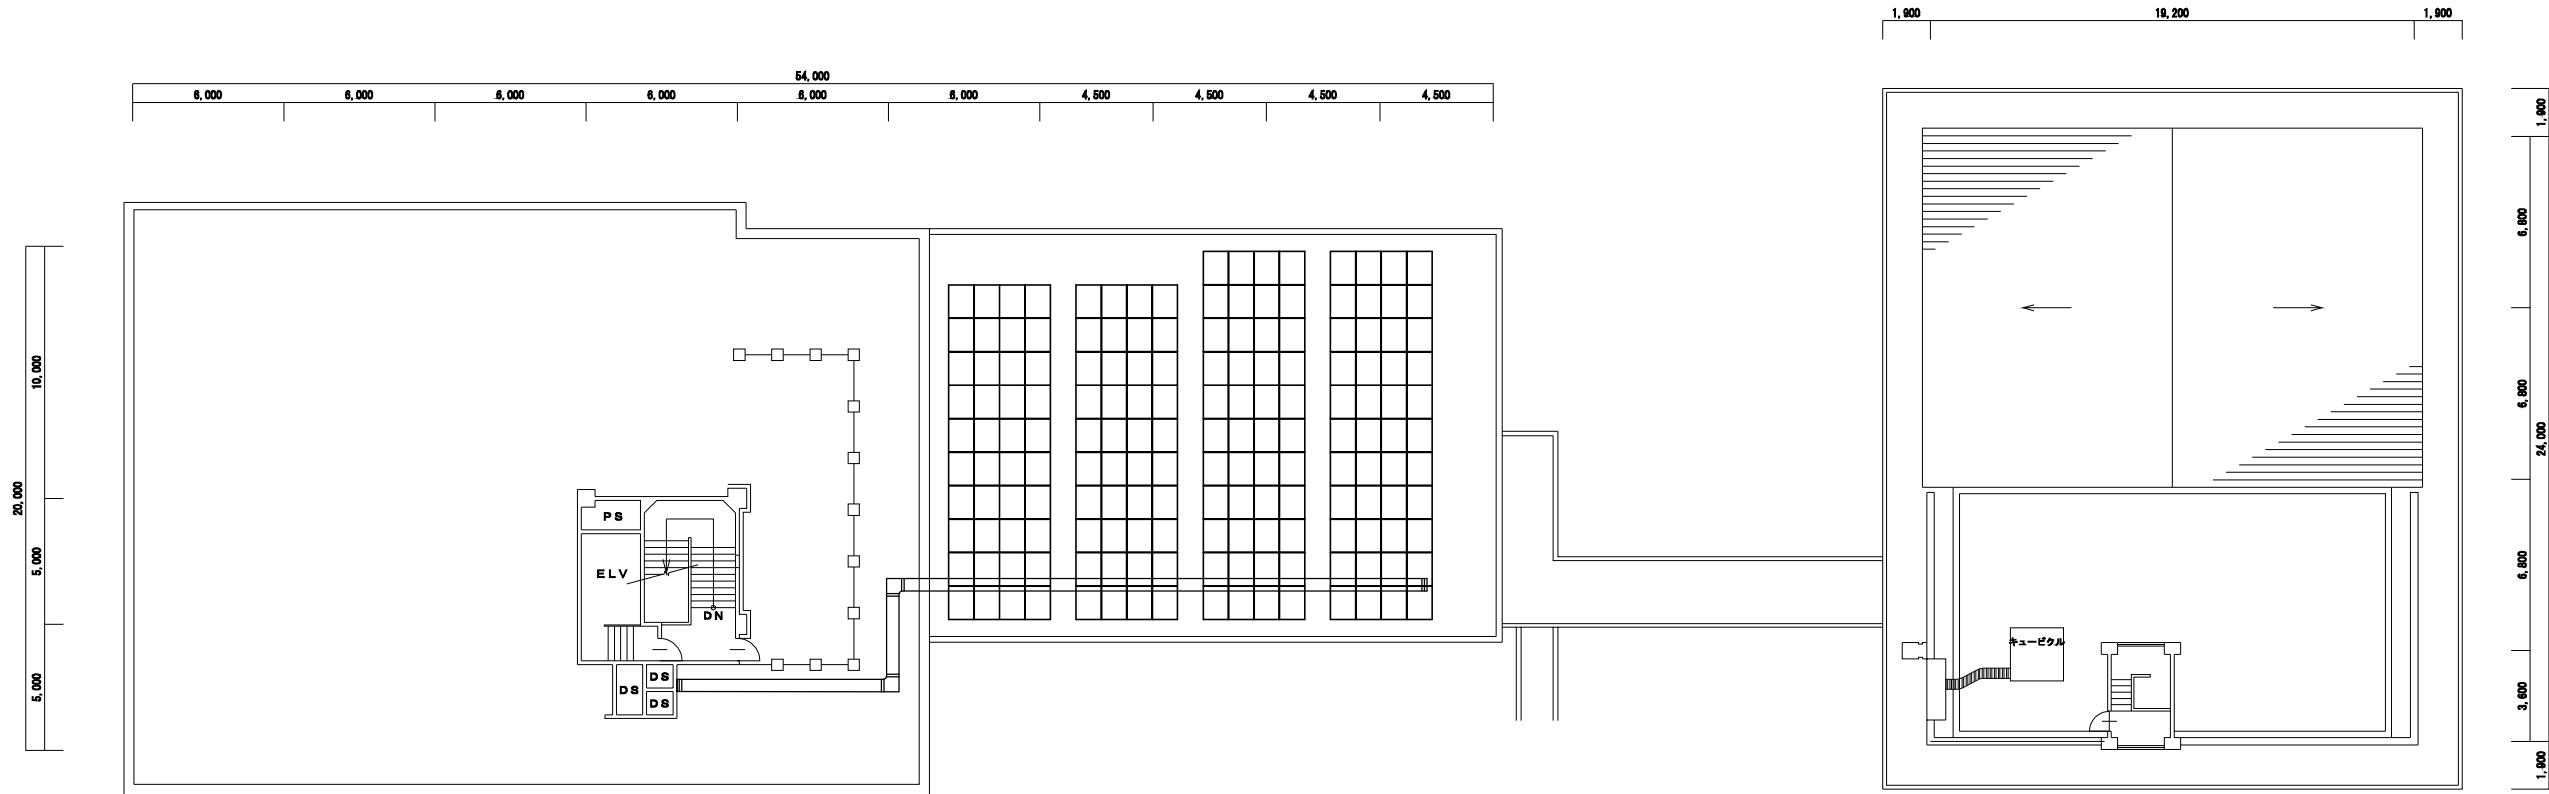


電気設備撤去廃棄リスト表															
記 号	名称	器具仕様・寸法	量上												合計
【太陽光発電設備】															
□	太陽光発電設備	30kW	基礎架台のみ	1式											1式
【幹線設備】															
≡	ケーブルラック			1式											1式

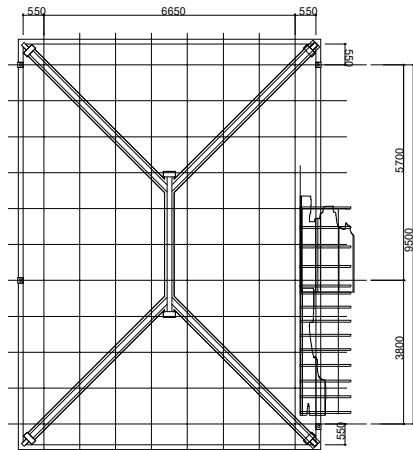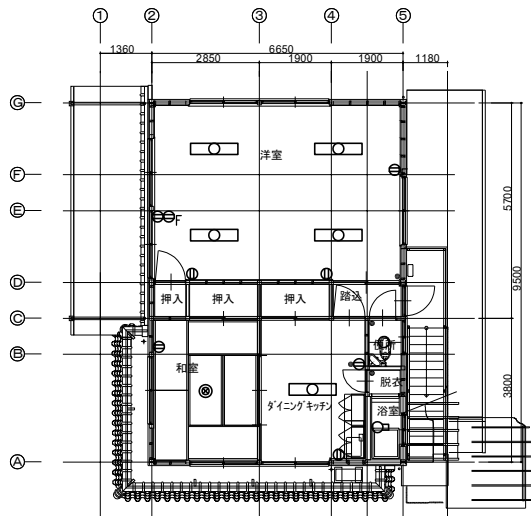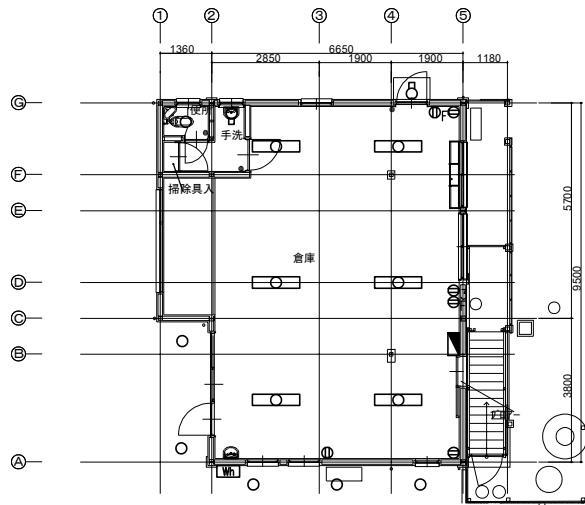


電気設備撤去産廃リスト表															
記 号	名称	器具仕様・寸法	倉庫	手洗	便所		洋室	和室	ダイニング	便所	脱衣	浴室		屋外	合計
【引込】															
【Wh】	電力量計	4台分												1	1
【電灯・コンセント】															
■	分電盤		1												1
□○	照明器具	FHF32W×2 逆富士形	6				4		1						11
○	照明器具	IL 60W ダウンライト			1					1					2
◎	照明器具	FCL30W×1 シーリングライト						1							1
○	照明器具	IL 60W 軒下用ダウンライト												5	5
○	照明器具	FL 20W×1 ブラケットライト		1										1	2
○	照明器具	FHF16W×1 ブラケットライト										1			1
・	スイッチ	1P15A×2	1	1			1			1	1				5
Ⓜ	コンセント	2P15A×2	3				3	1	1						8
Ⓜ3	コンセント	2P15A×3	1												5
ⓂF	コンセント	2P15A×1 (換気扇用)	2				2		1						
	ケーブル	VVF2.0-2C 二重天井内300%配線													一式

竣工年月日	..	..				DATE	2022	6	30	PROJ. NO.	P-2021-007	一級建築士 (第 272172 号) 高畑 憲明	PROJ. TITLE	総社市新庁舎 (庁舎棟・議会棟) 建設工事【電気設備工事】	電気
監理者印		..				CHECK	大建設計・倉森建築設計事務所共同企業体					設備設計一級建築士(第 4158 号) 土田 泰助			
		..			家屋 電気設備図										
施工者印		..			SCALE 1:100 (A1) 1:200 (A3)										
		..									E-3070				

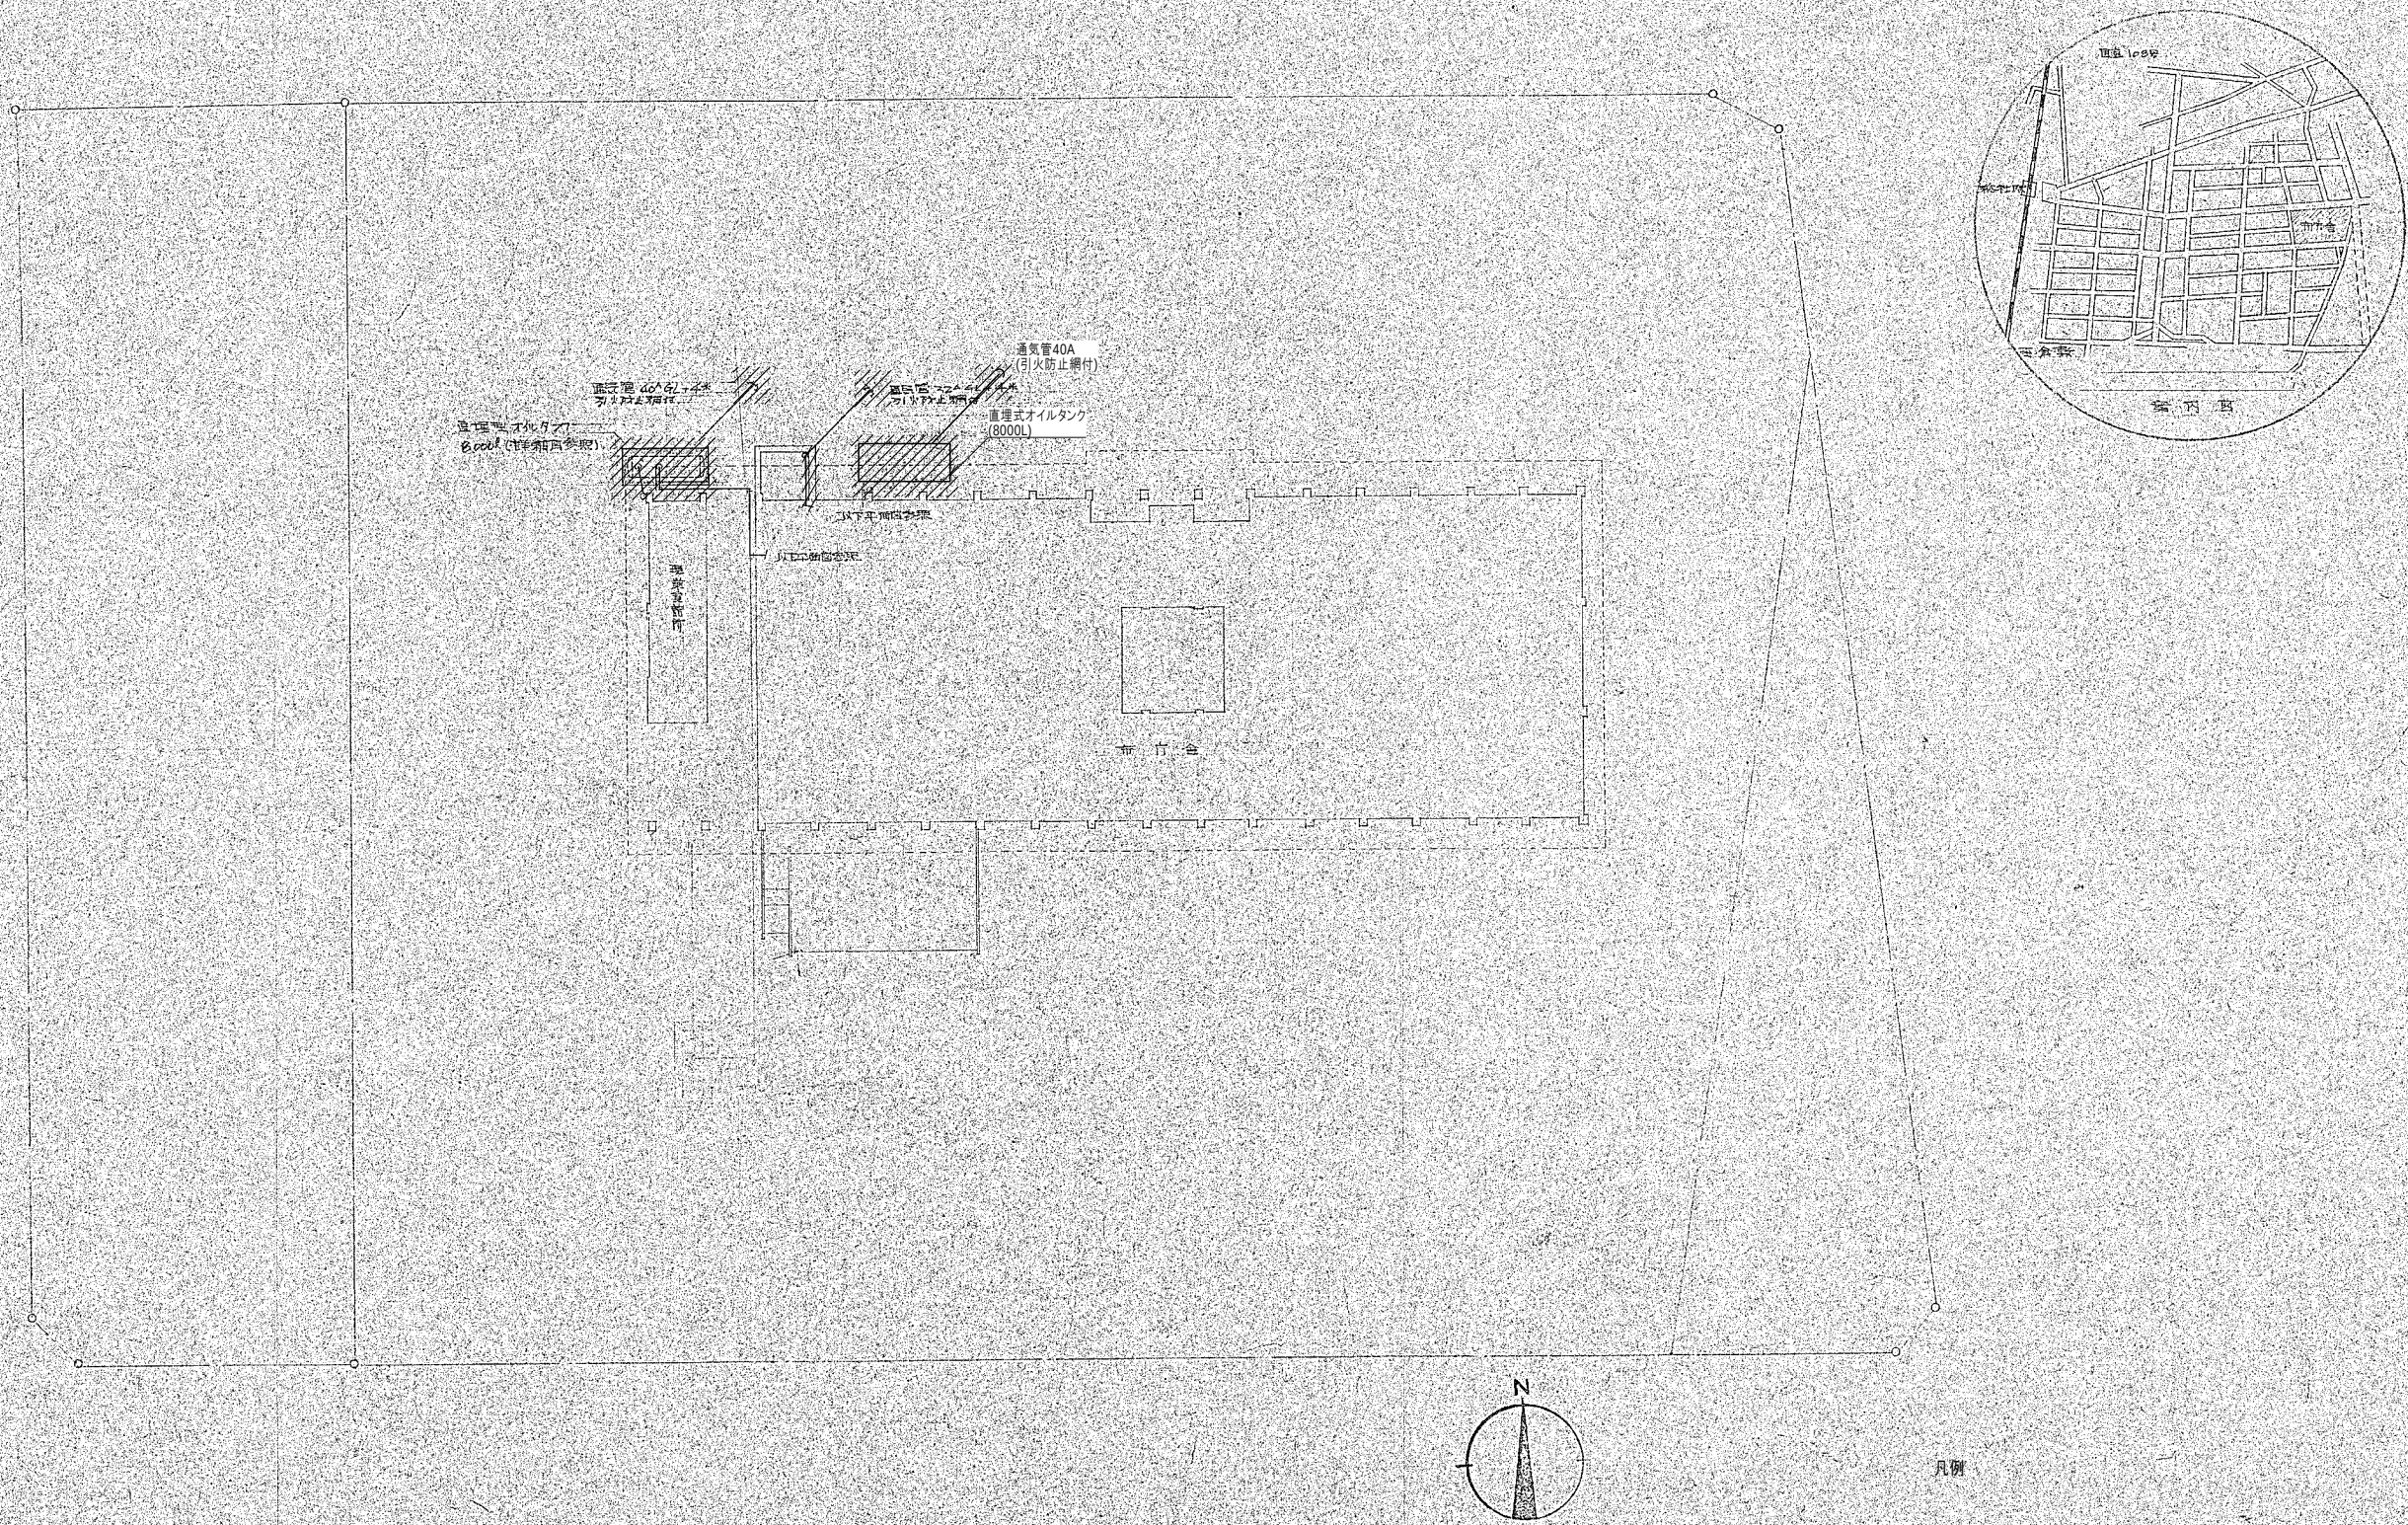


竣工年月日	..				DATE	2022	06	30	PROJECT NO.	P-2021-007	一級建築士 (第 272172 号) 高畑 憲明	PROJECT TITLE	総社市旧本庁舎・保健センター・総合福祉センター解体工事	
監理者印					CHECK							DWG. TITLE	空調調和設備 配置図(旧本庁舎)	DWG. NO
施工者印												SCALE	N.S.(A1) N.S.(A2)	M-3001

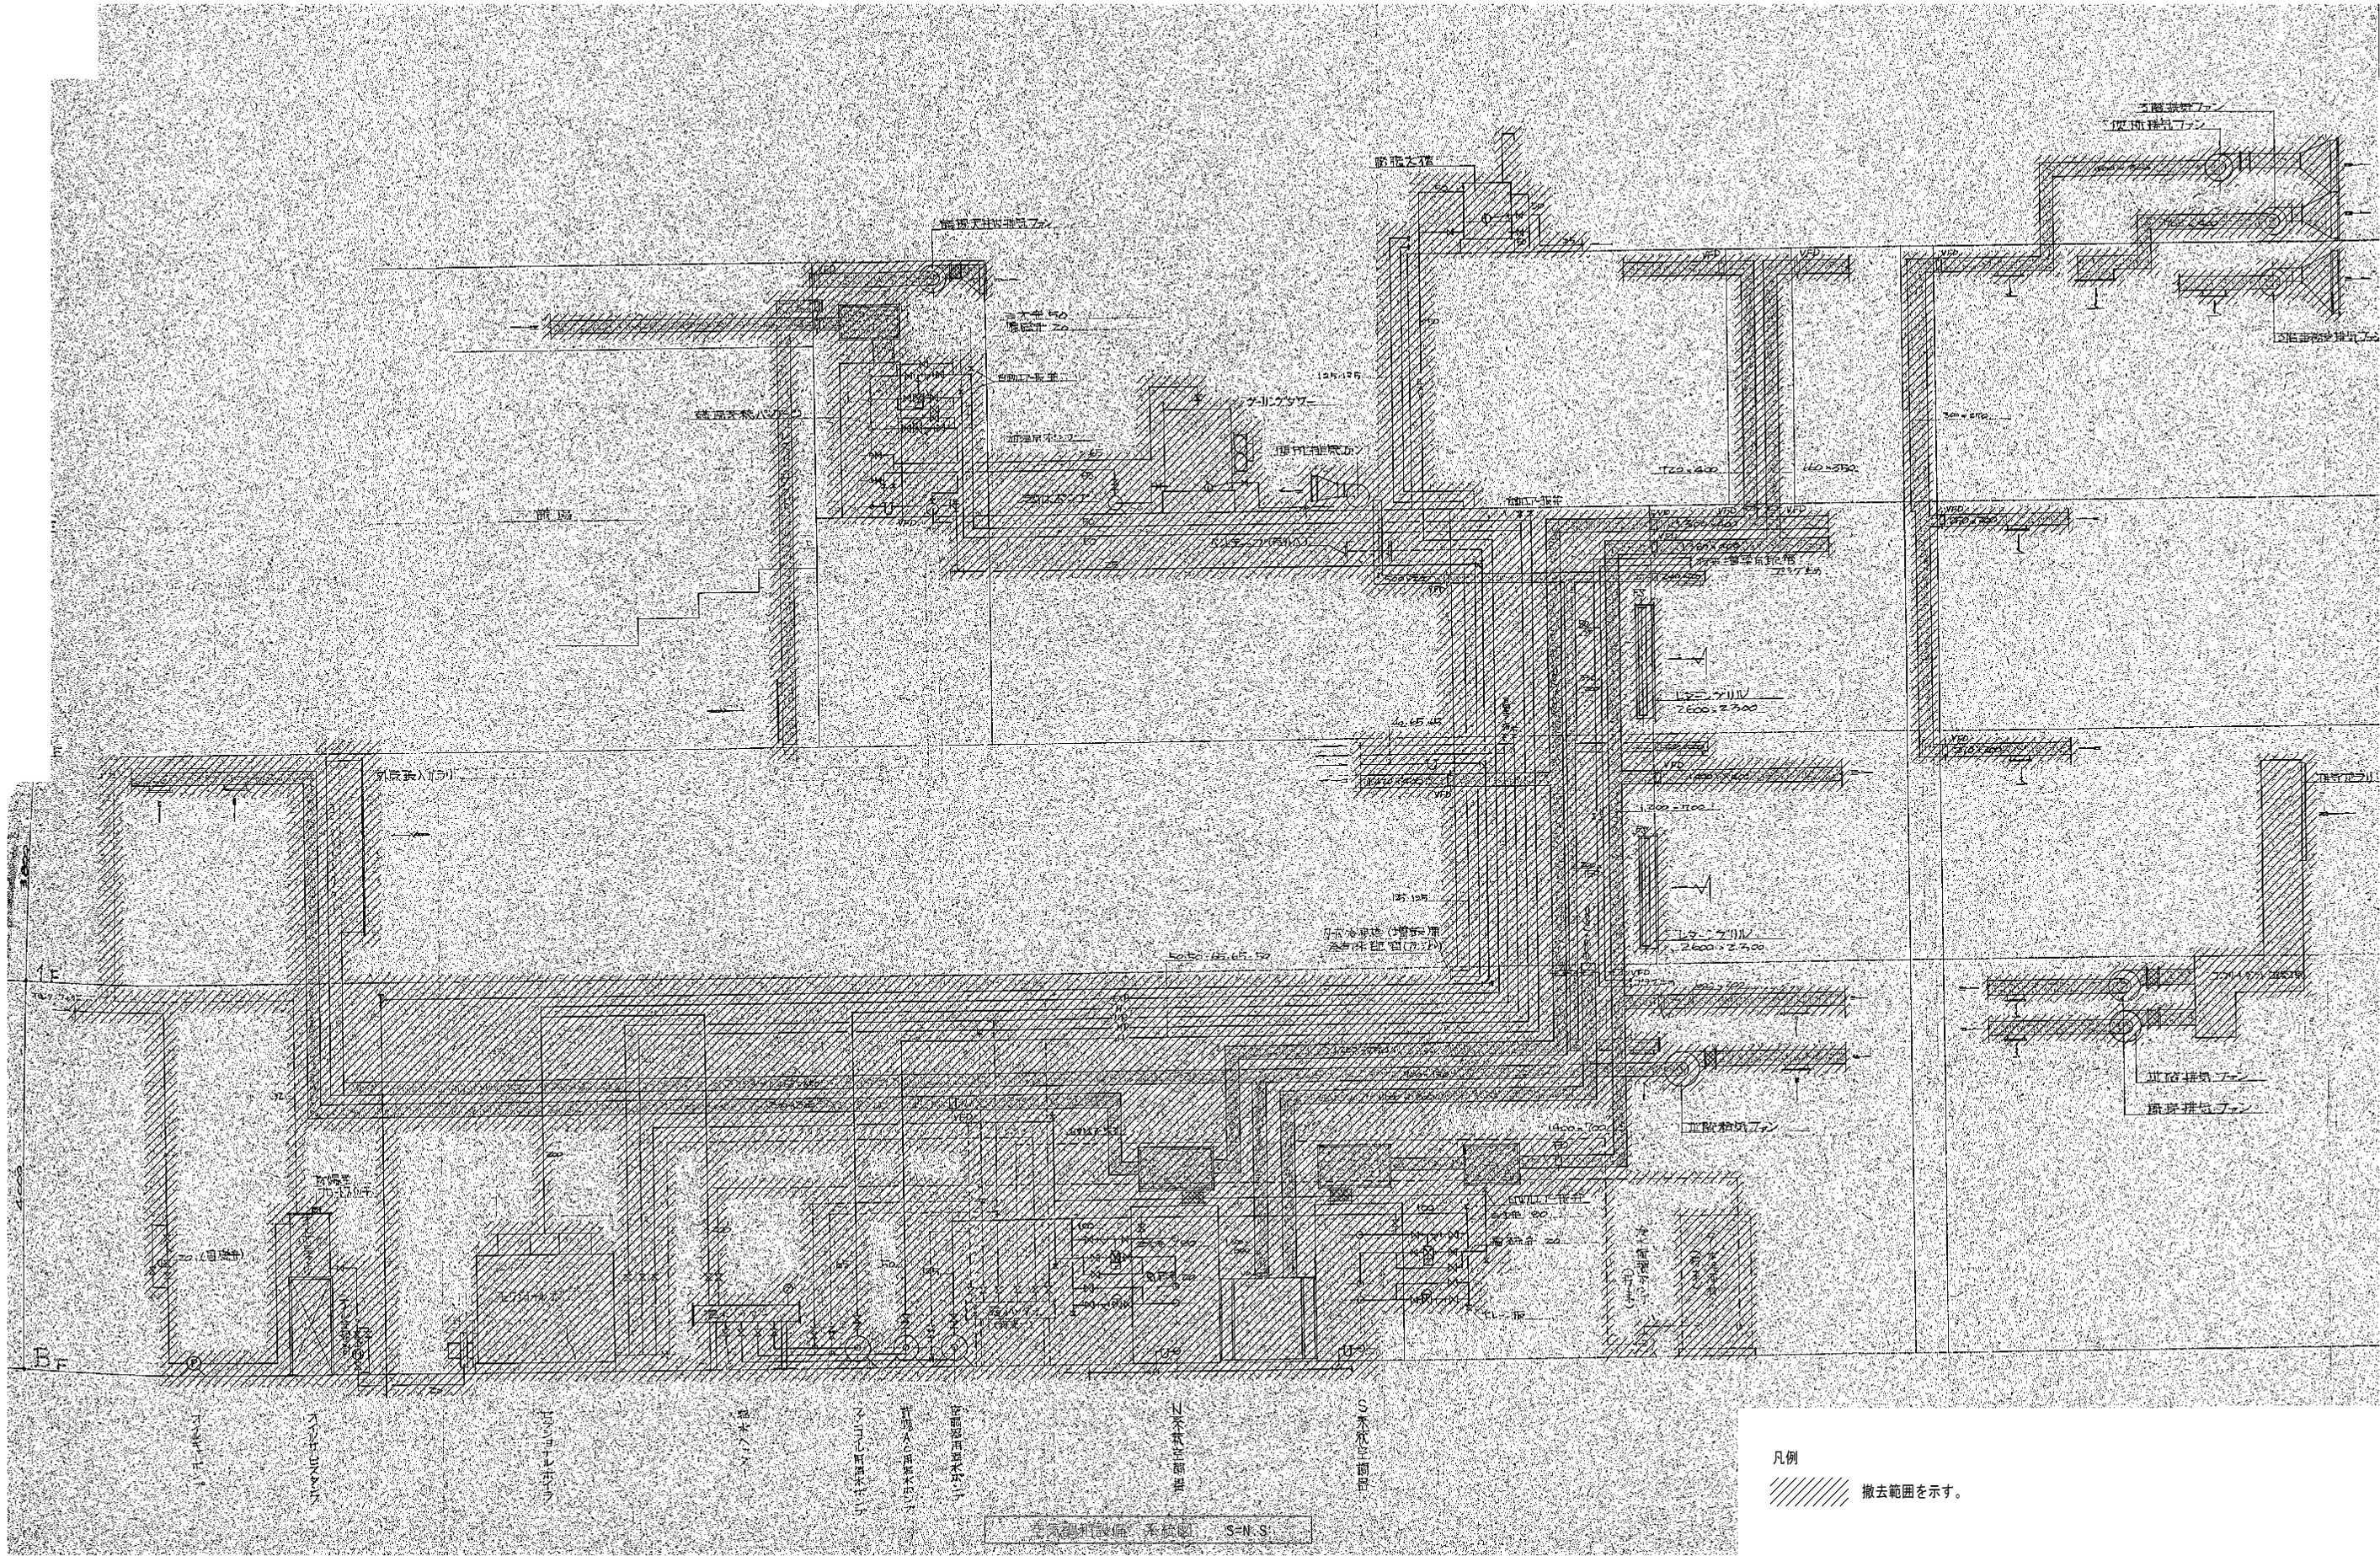


凡例
撤去範囲を示す。

竣工年月日	2022.06.30	監理者印	大建設計・倉森建築設計事務所共同企業体	DATE	2022.06.30	PROJ. NO.	P-2021-007	一級建築士 (第 272172 号) 高畑 恵明	PROJ. TITLE	総社市旧本庁舎・保健センター・総合福祉センター解体工事	
施工者印				CHECK					OWN. TITLE	空調設備 系統図 (1) (旧本庁舎)	OWN. NO.
									SCALE	1/50 (A1)	M-3002

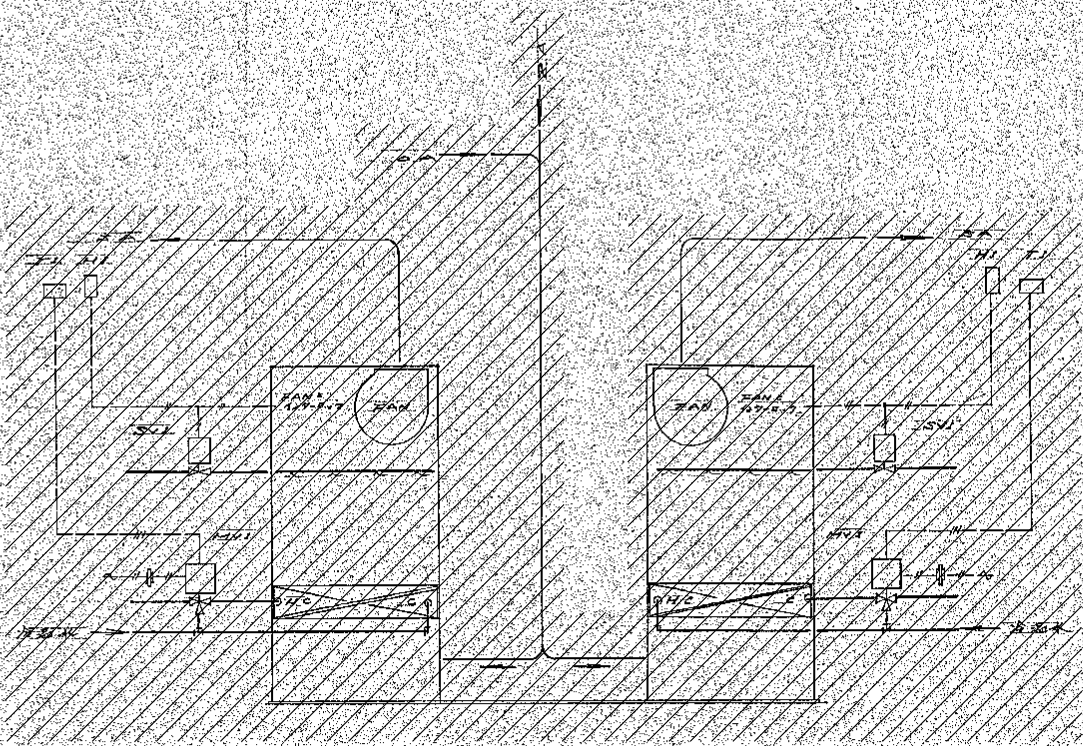

1st stage (1st stage)

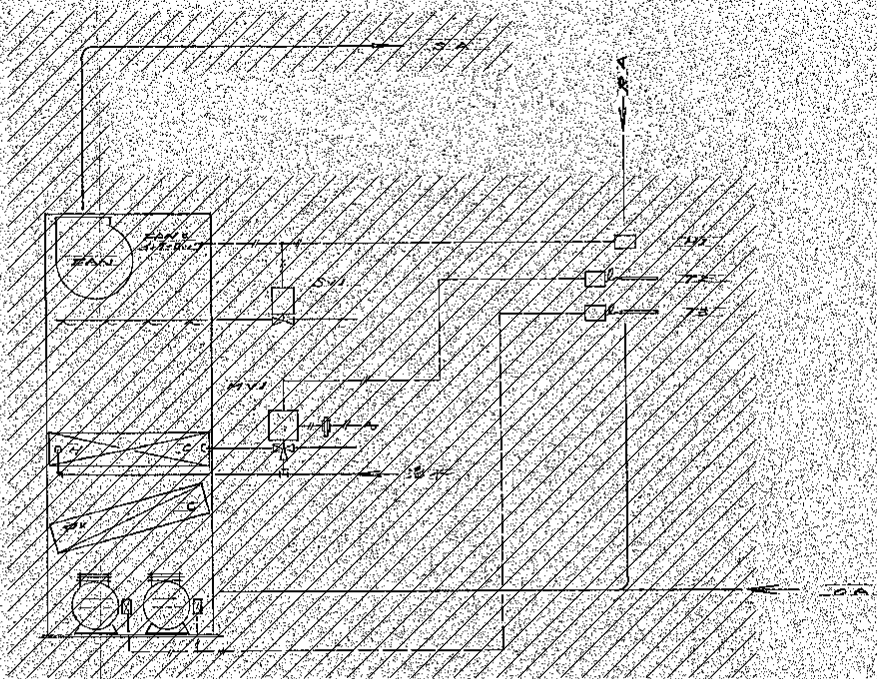

2nd stage (2nd stage)

自動制御機器表

記号	品名	数量	仕様	備考
F1	ファンコイルユニット	10台	2	2022.06.30
F2	ファンコイルユニット	10台	2	2022.06.30
F3	ファンコイルユニット	10台	2	2022.06.30
F4	ファンコイルユニット	10台	2	2022.06.30
F5	ファンコイルユニット	10台	2	2022.06.30
F6	ファンコイルユニット	10台	2	2022.06.30
F7	ファンコイルユニット	10台	2	2022.06.30
F8	ファンコイルユニット	10台	2	2022.06.30
F9	ファンコイルユニット	10台	2	2022.06.30
F10	ファンコイルユニット	10台	2	2022.06.30

弁口表


系統名称	口径	流量	圧力	材質	数量	備考
1st stage	100mm	800m³/h	2.0MPa	SS	5	
2nd stage	100mm	800m³/h	2.0MPa	SS	5	
3rd stage	100mm	800m³/h	2.0MPa	SS	5	
4th stage	100mm	800m³/h	2.0MPa	SS	5	
5th stage	100mm	800m³/h	2.0MPa	SS	5	


凡例

10mmφ×150mmφ×150mmφ
10mmφ×150mmφ×150mmφ


凡例

撤去範囲を示す。

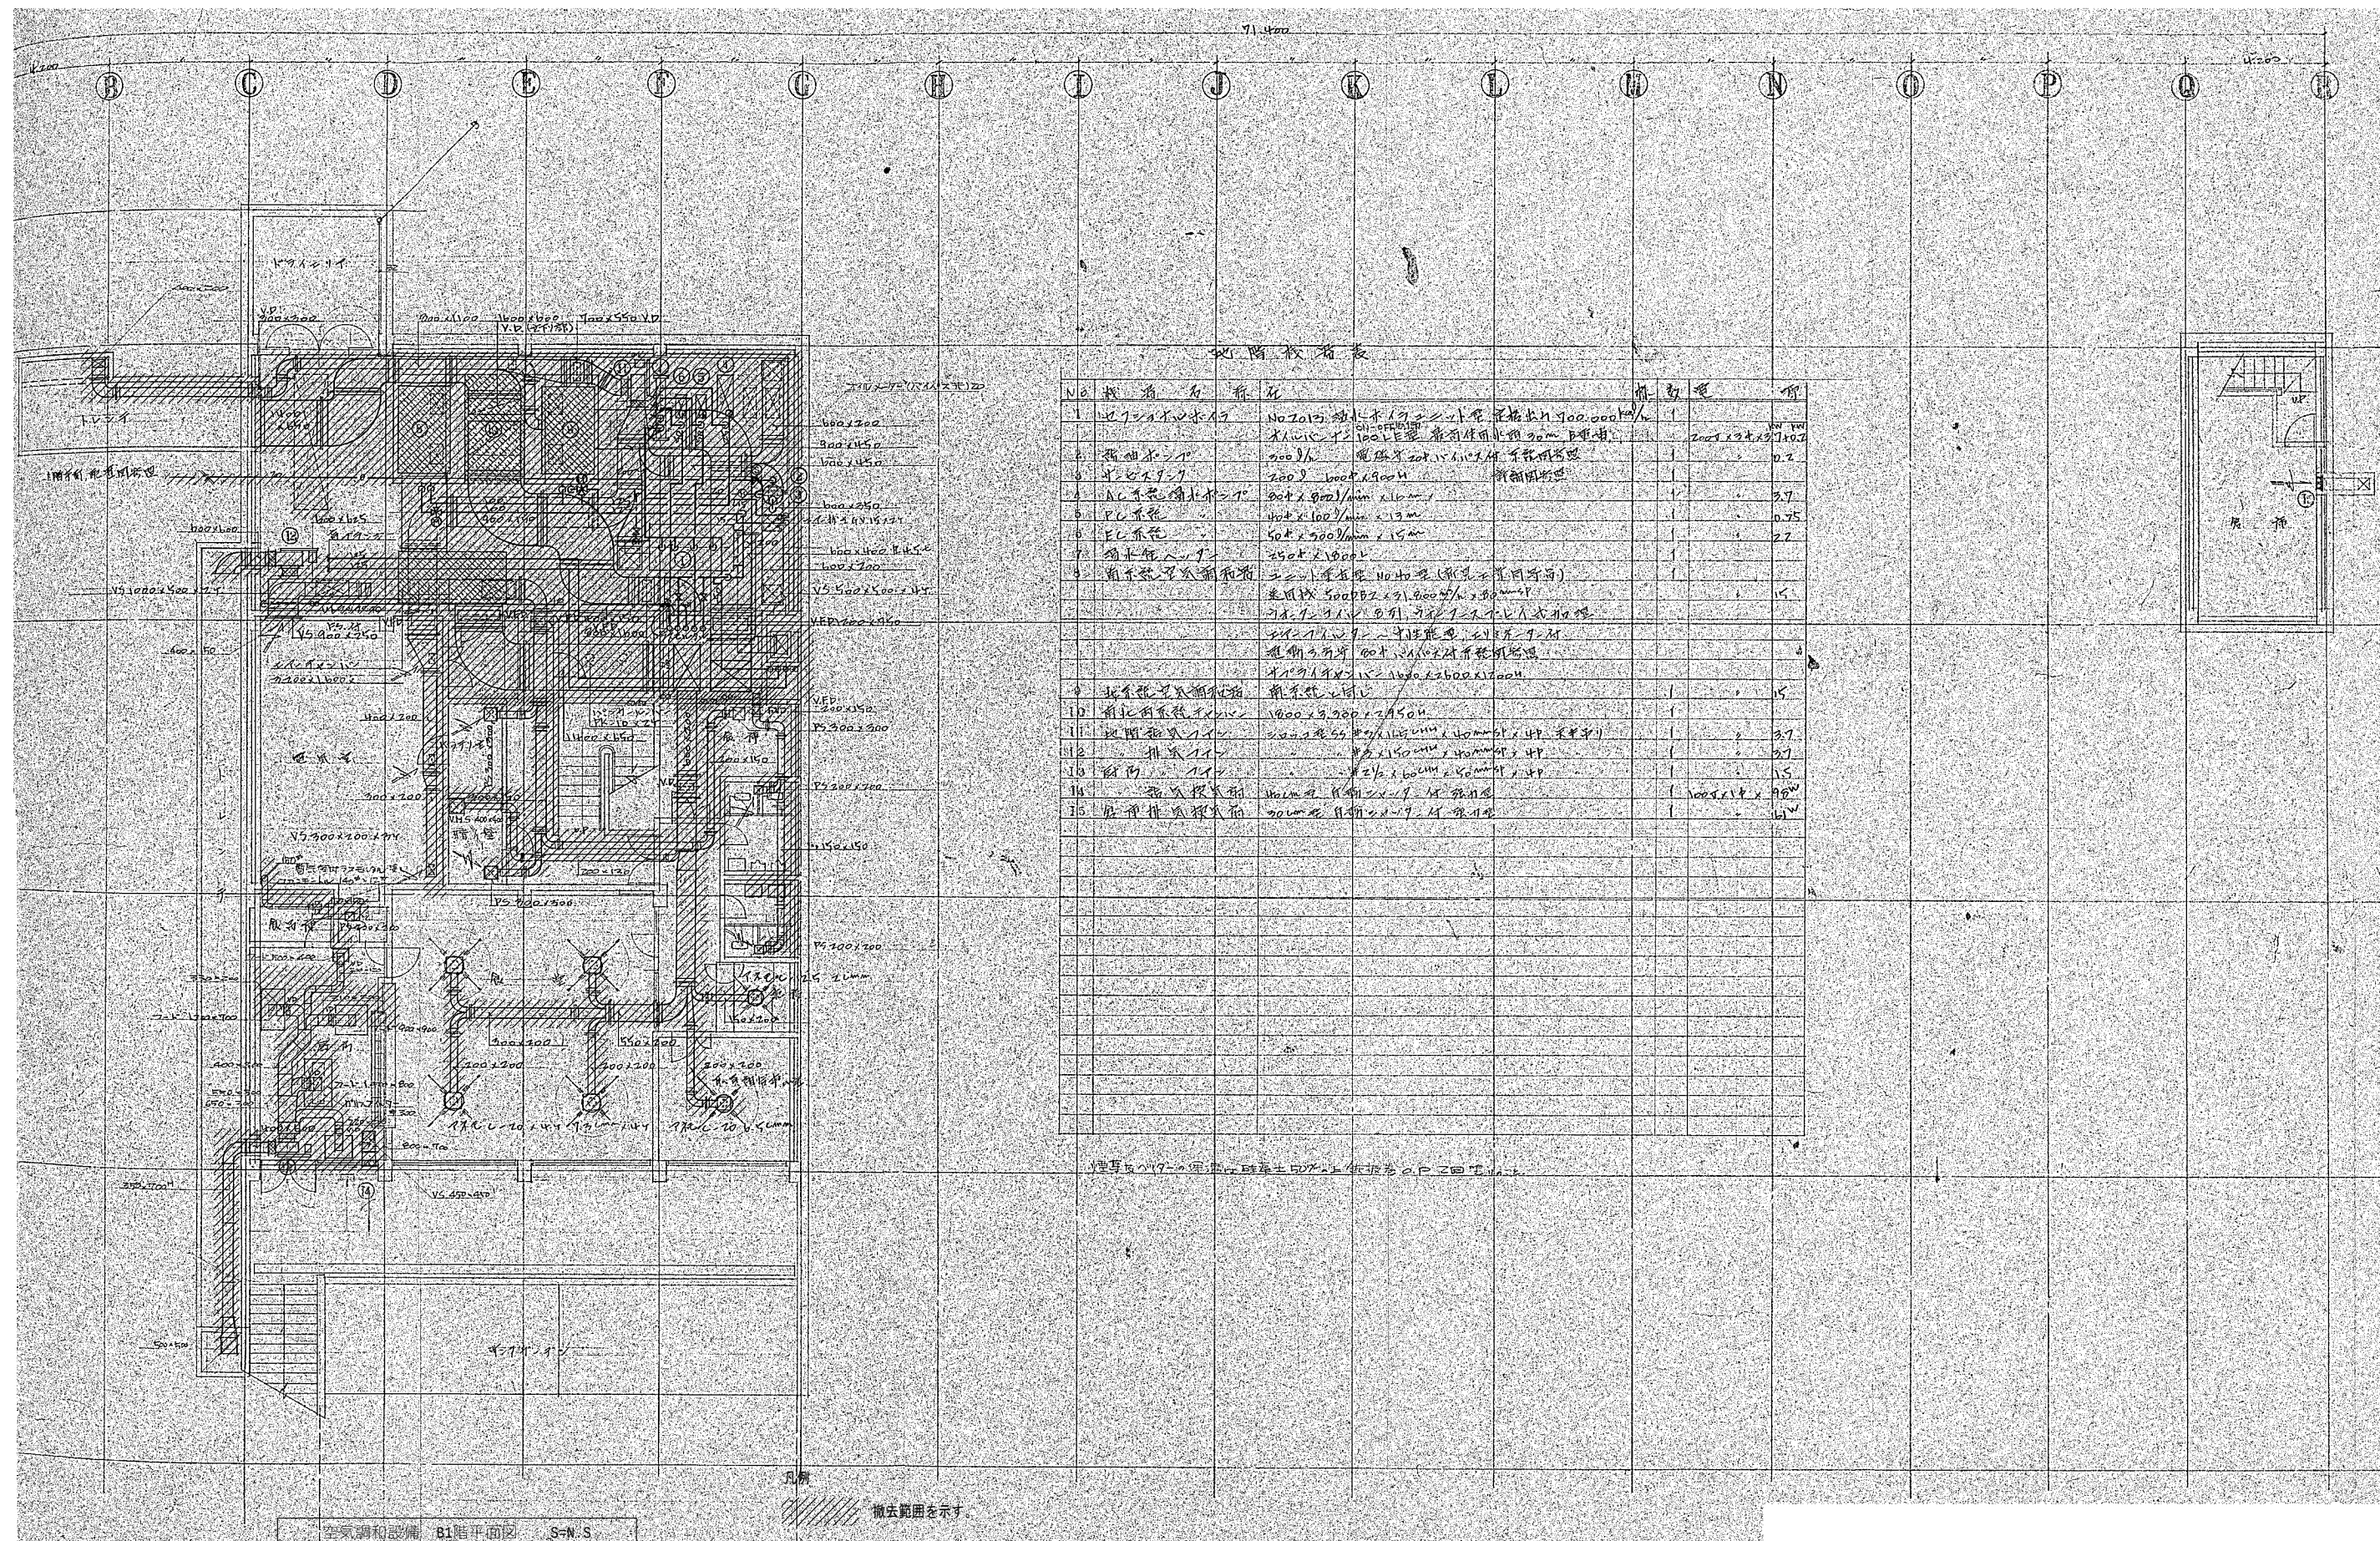[illegible]

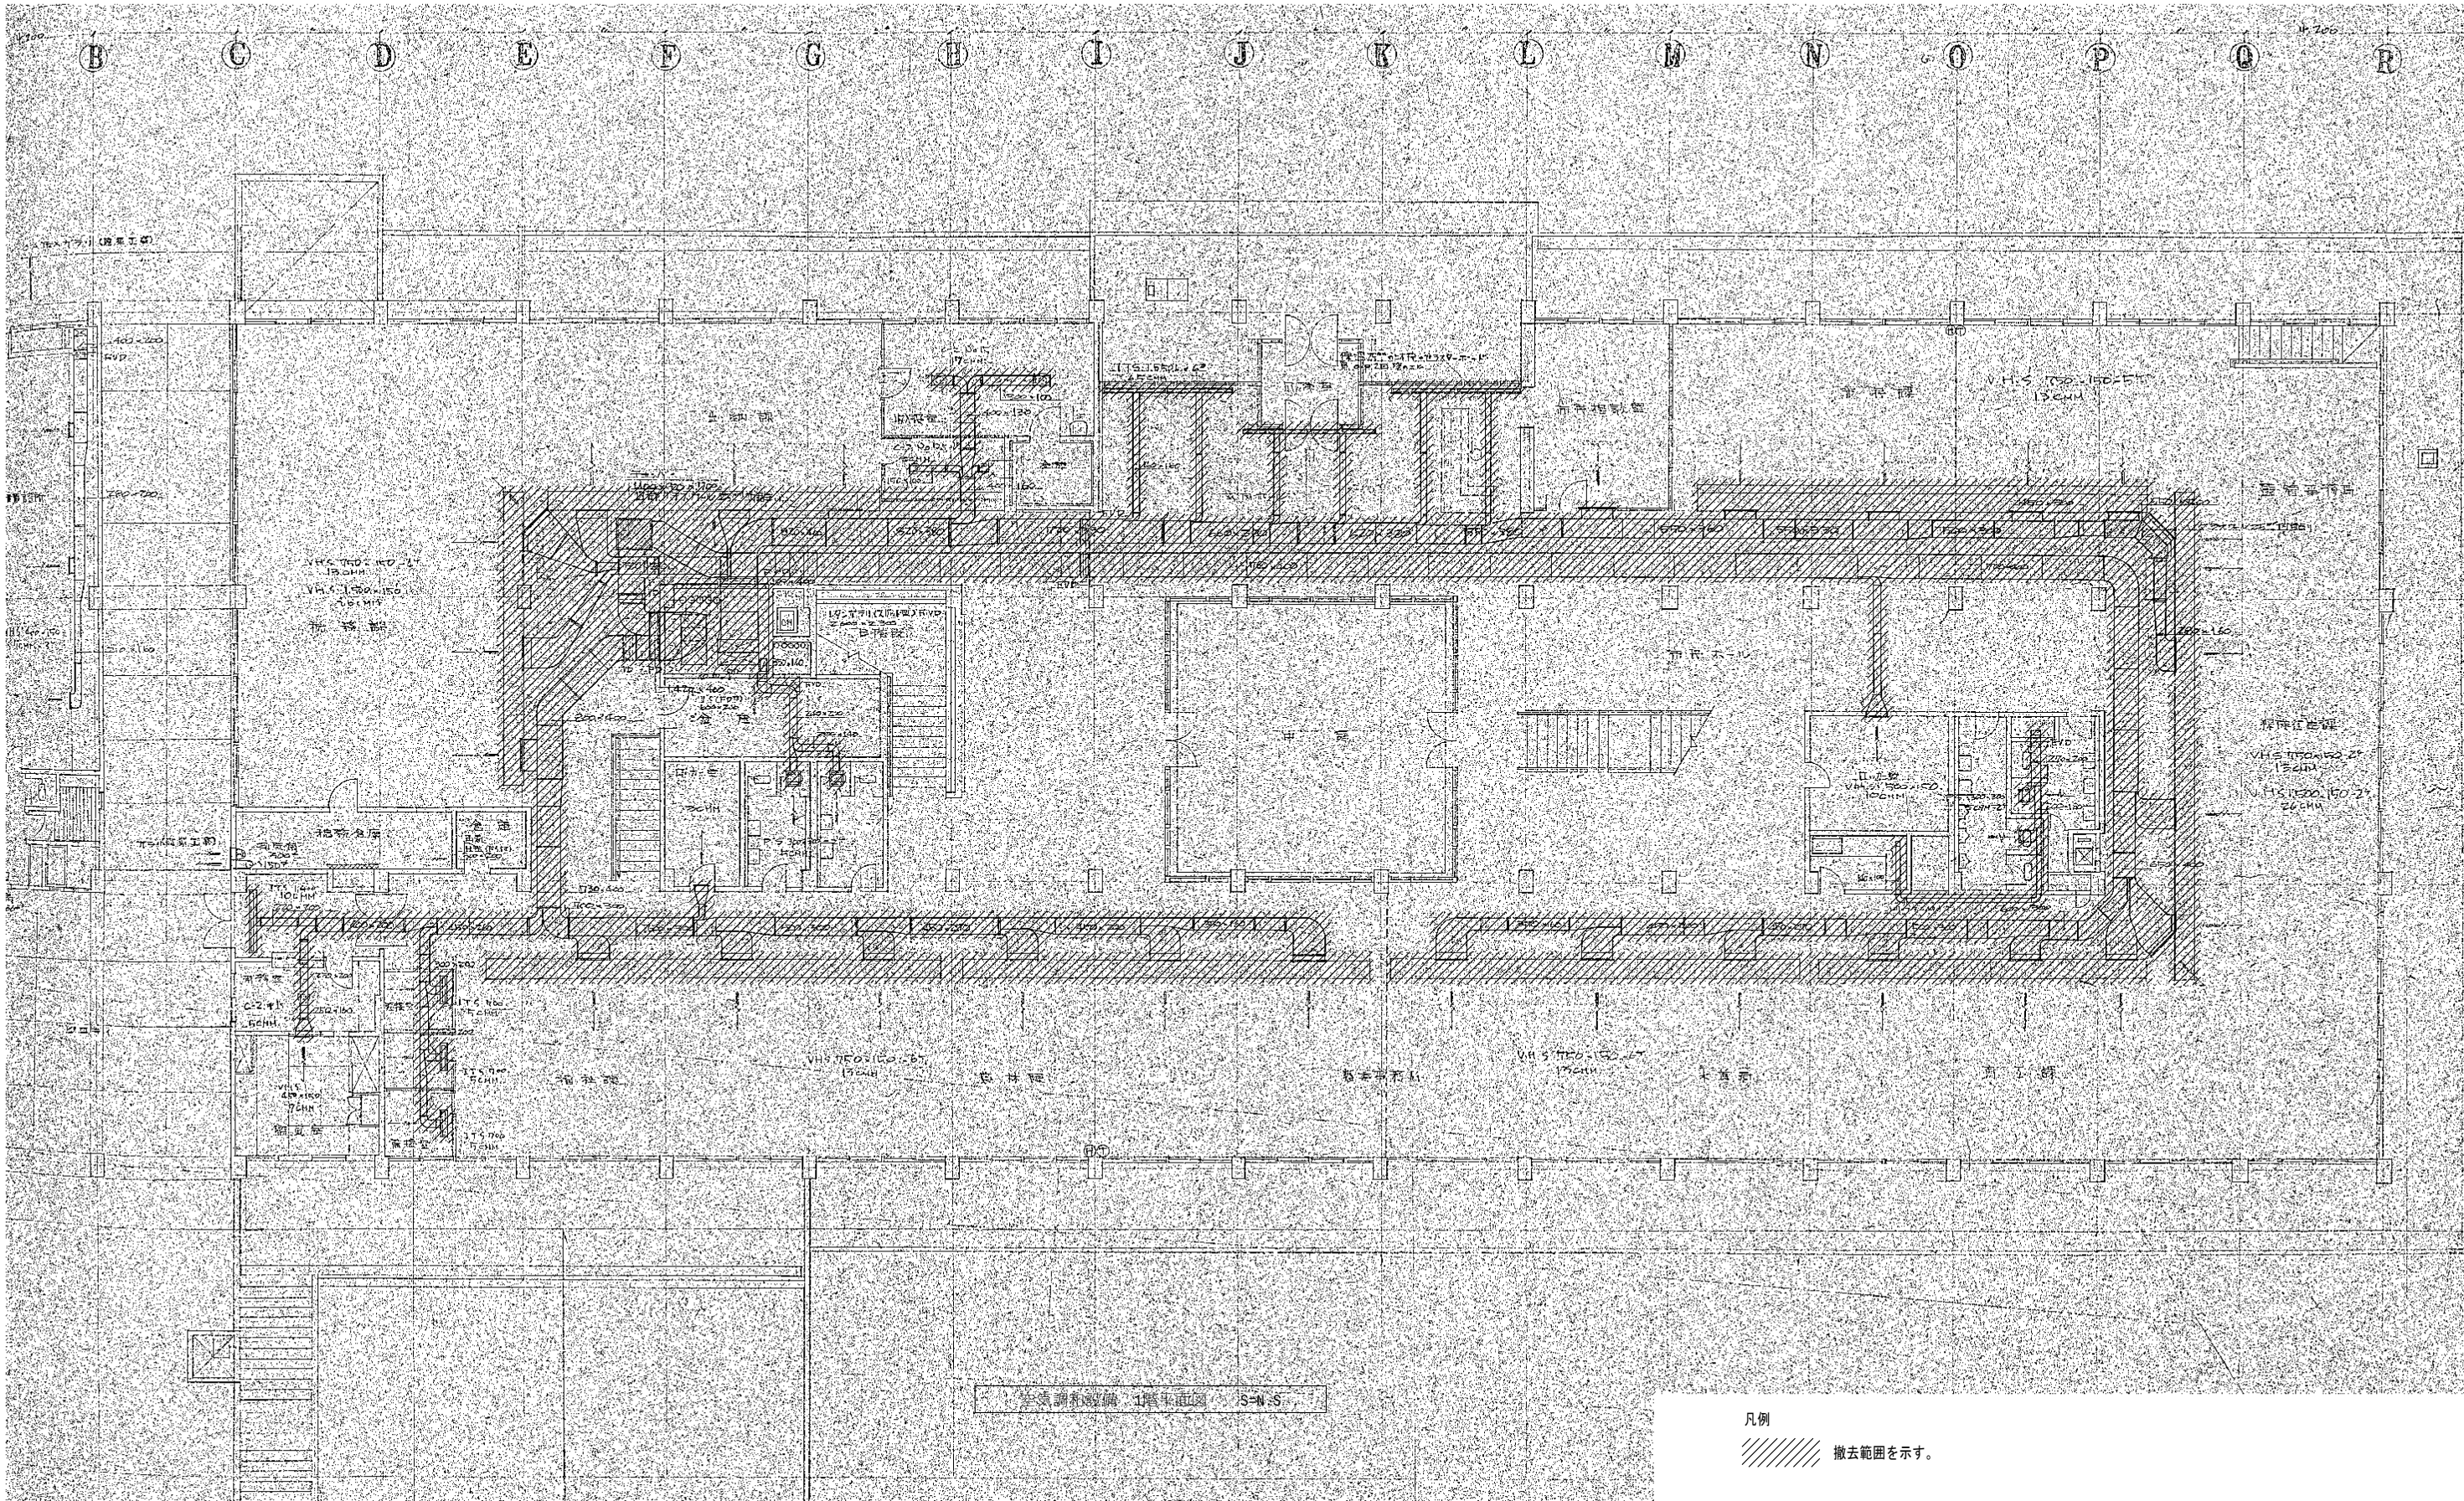

竣工年月日	..	..		大建設計・倉森建築設計事務所共同企業体	DATE	2022 . 06 . 30	PROJ. NO.	P-2021-007	一級建築士 (第 272172 号) 高畑 恵明	PROJ. TITLE	総社市旧本庁舎・保健センター・総合福祉センター解体工事	
監理者印					CHECK					DRG. TITLE	空調和設備 1階平面図(1)(旧本庁舎)	DRG. NO
施工者印										SCALE	N. S.(A1) N. S.(A3)	M-3006

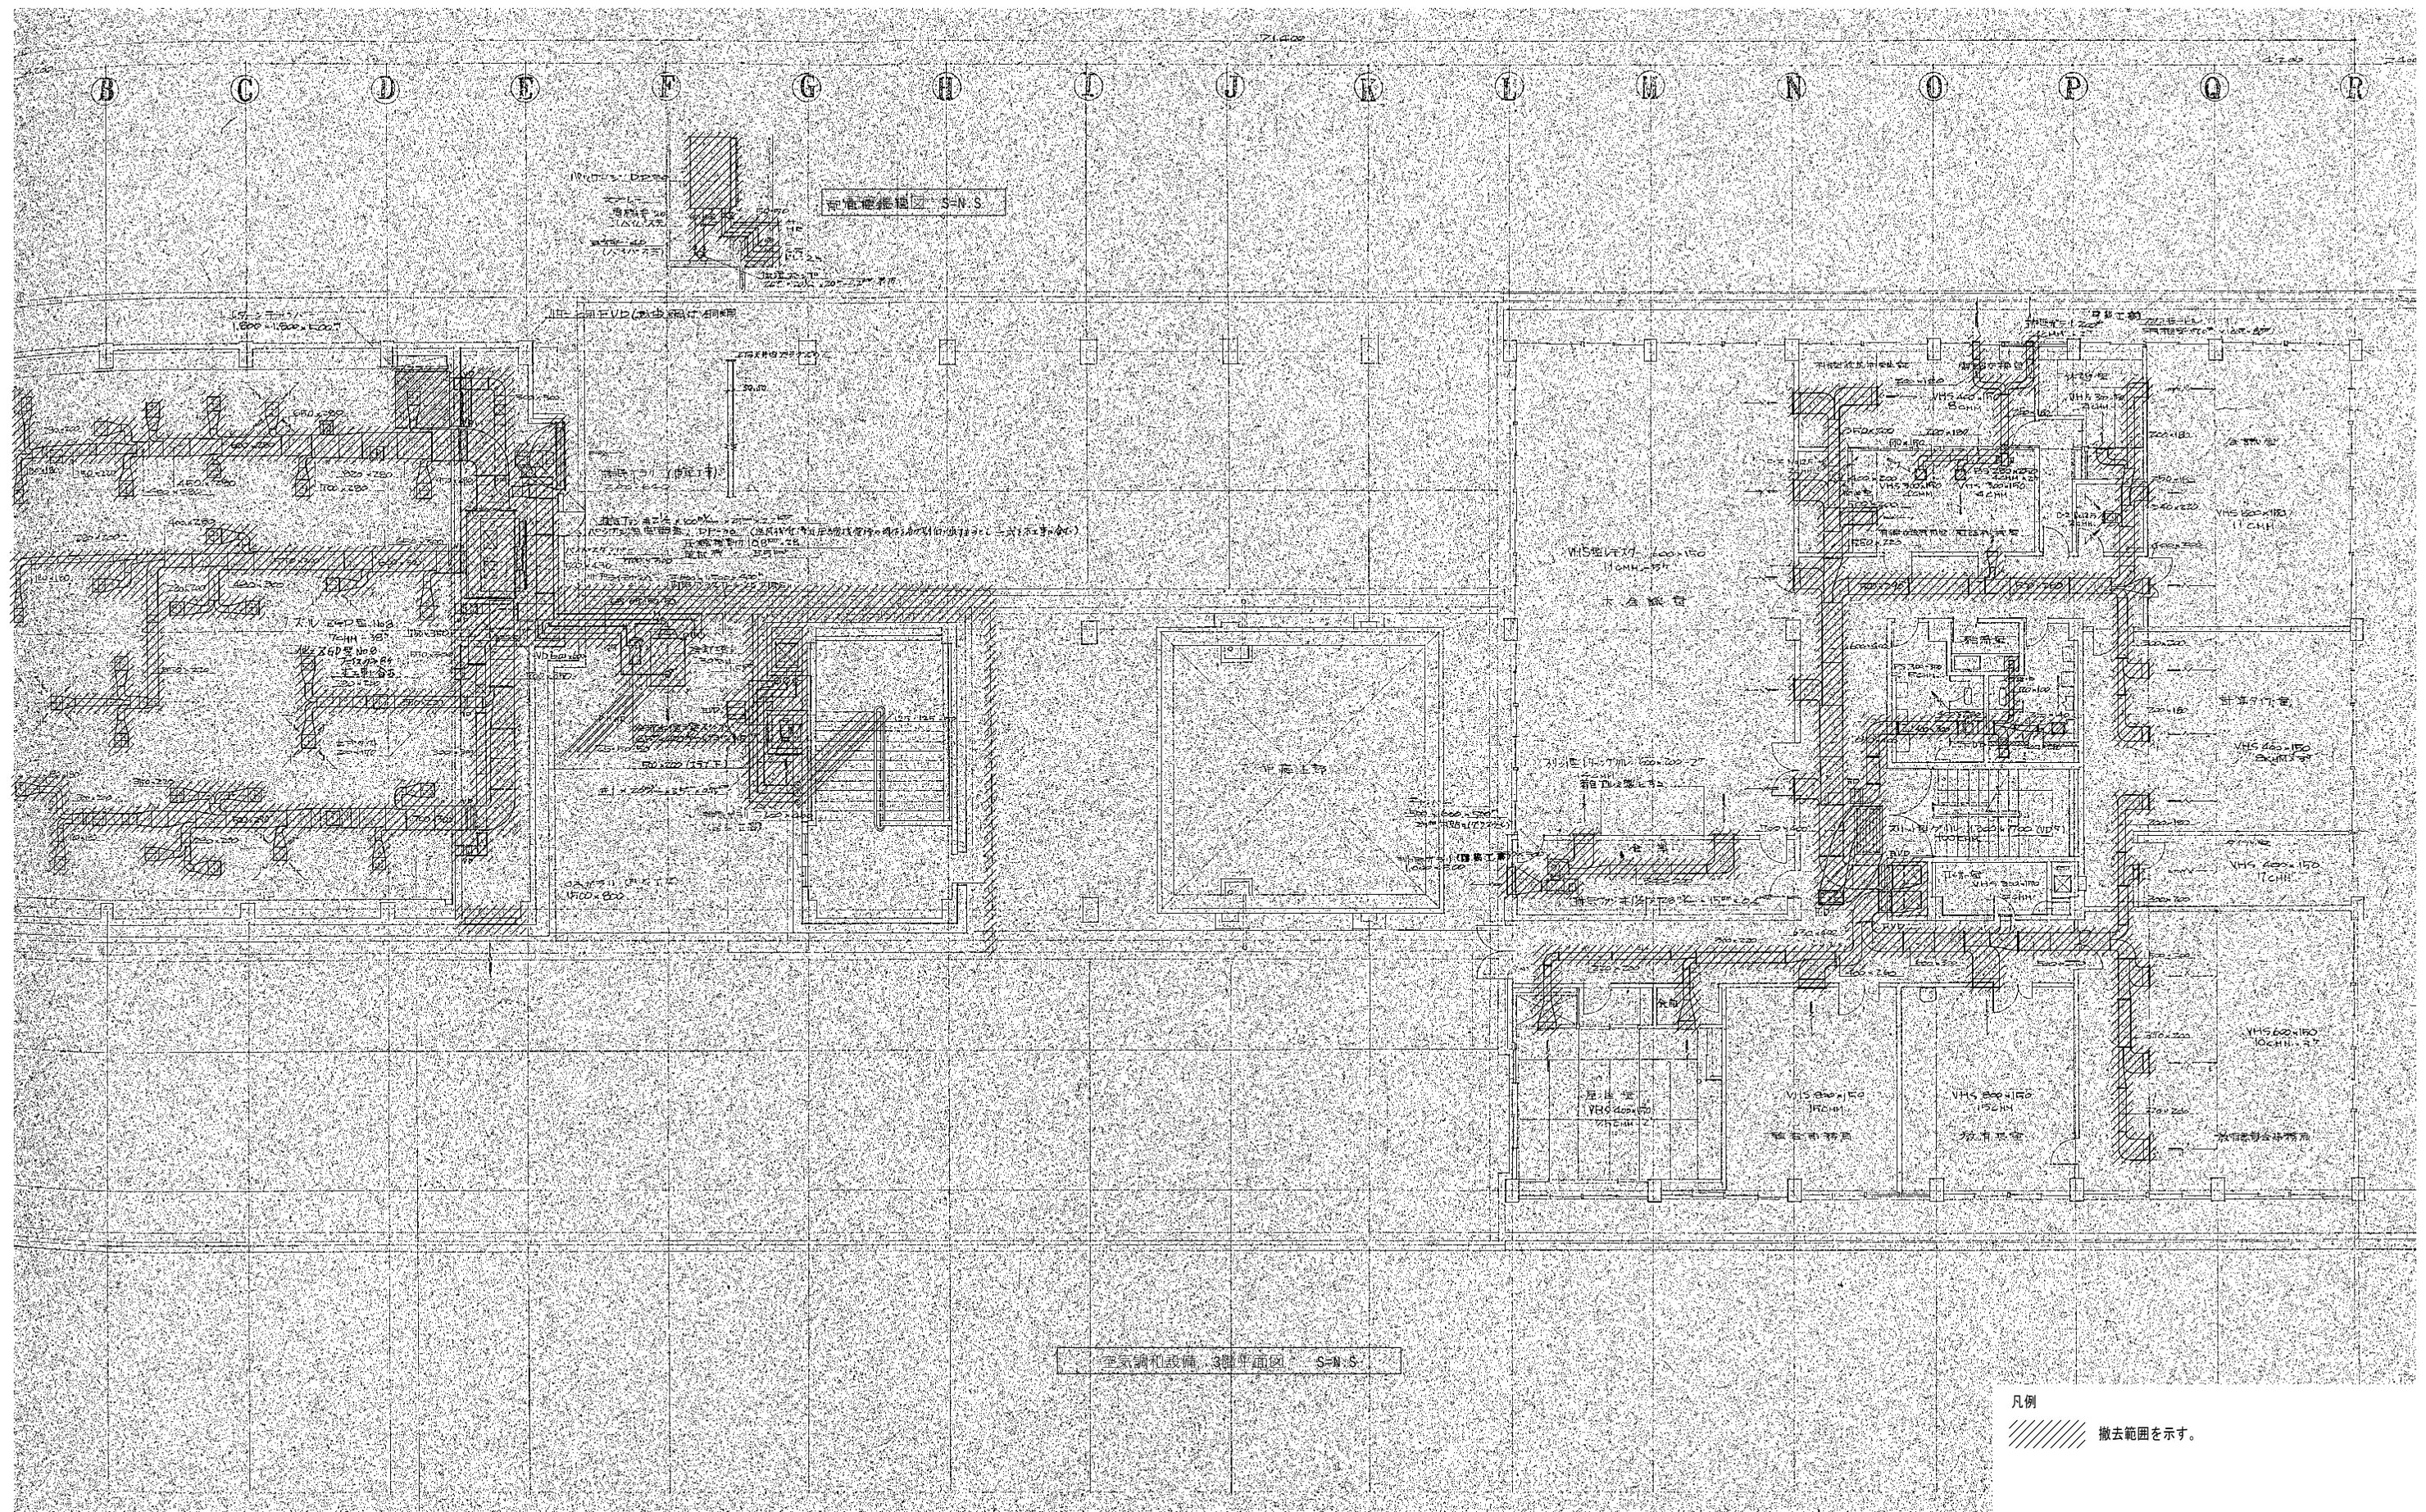


竣工年月日	.	.
監理者印	.	.
	.	.
施工者印	.	.
	.	.

大建設・倉森建築設計事務所共同企業体

DATE	PROJ. NO.	一級建築士（第 27212 号）高畑 憲明	PROJ. TITLE 総社市旧本庁舎・保健センター・総合福祉センター解体工事	DWG. NO.
2022 . 06 . 30	P-2021-007		空気調和設備 3階平面図(1)(日本庁舎) SCALE N.S.(A1) N.S.(A3)	M-3008




竣工年月日	..	..			DATE	2022	06	30	PROJ. NO.	P-2021-007	一級建築士 (第 272172 号) 高畑 恵明	PROJ. TITLE	総社市旧本庁舎・保健センター・総合福祉センター解体工事	
監理者印					CHECK							OWN. TITLE	空調設備 R階平面図(1)(旧本庁舎)	OWN. NO
施工者印												SCALE	N.S(A1) N.S(A2)	M-3009

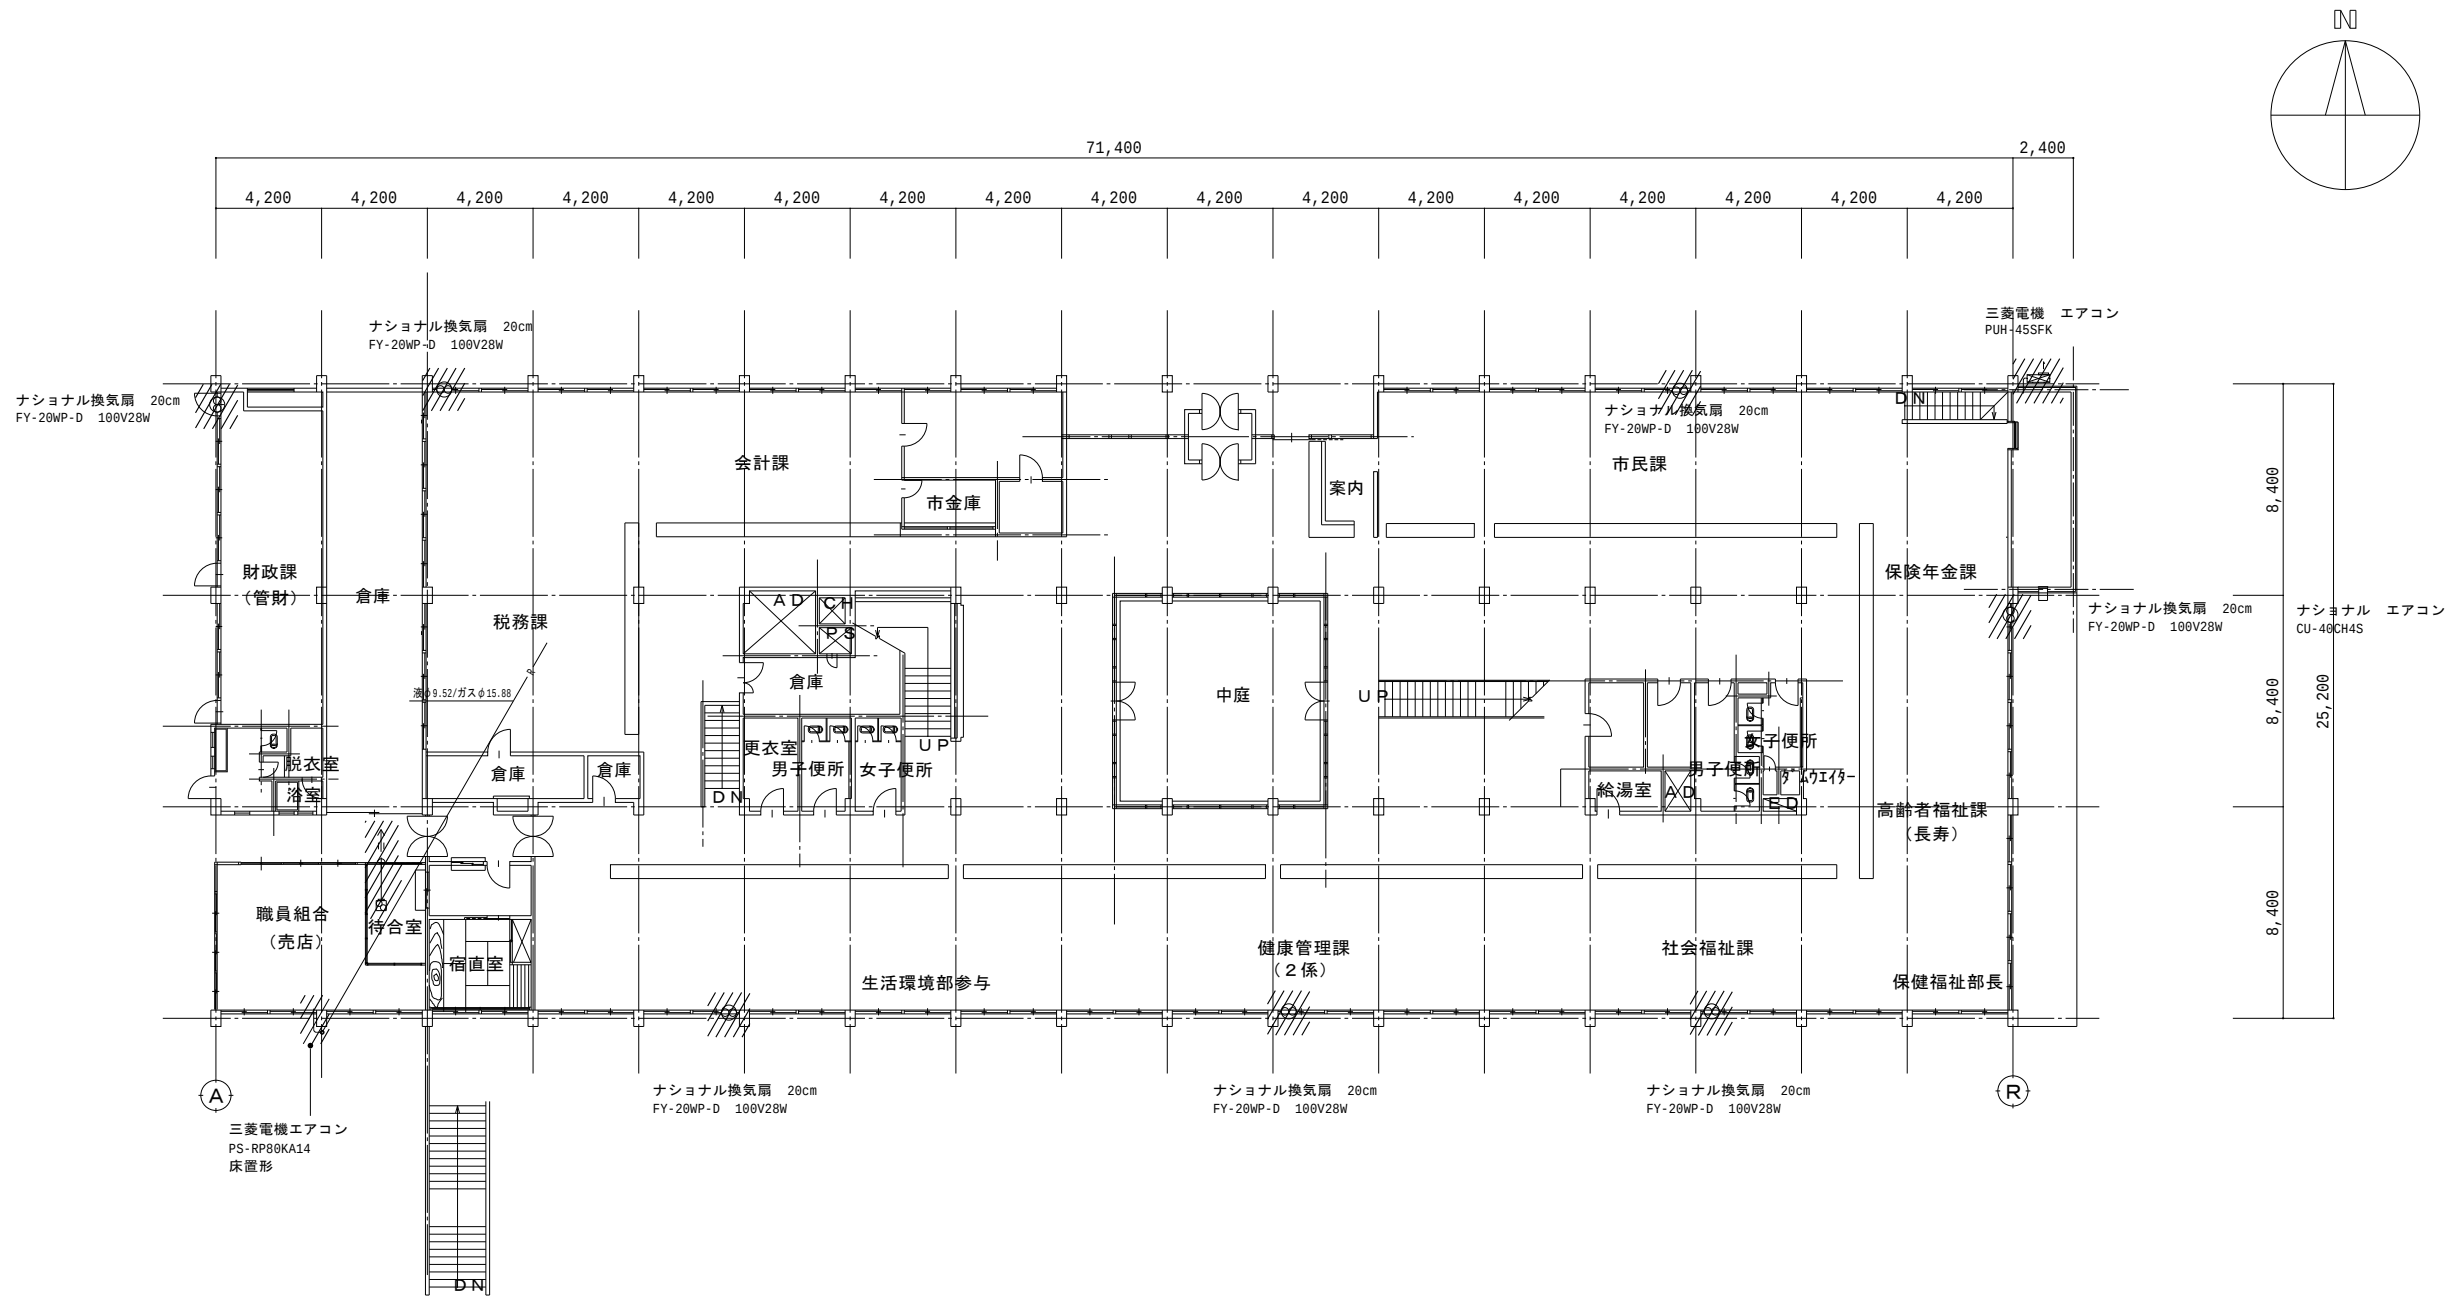


凡例
撤去範囲を示す。

竣工年月日	..	..			DATE	2022	06	30	PROJ. NO.	P-2021-007	一級建築士 (第 272172 号) 高畑 恵明	PROJ. TITLE	総社市旧本庁舎・保健センター・総合福祉センター解体工事		
監理者印					大建設計・倉森建築設計事務所共同企業体	CHECK						DWG. TITLE	空気調和設備 1階平面図(2)(旧本庁舎)	DWG. NO.	
施工者印													SCALE	N.S.(A1) N.S.(A2)	M-3010

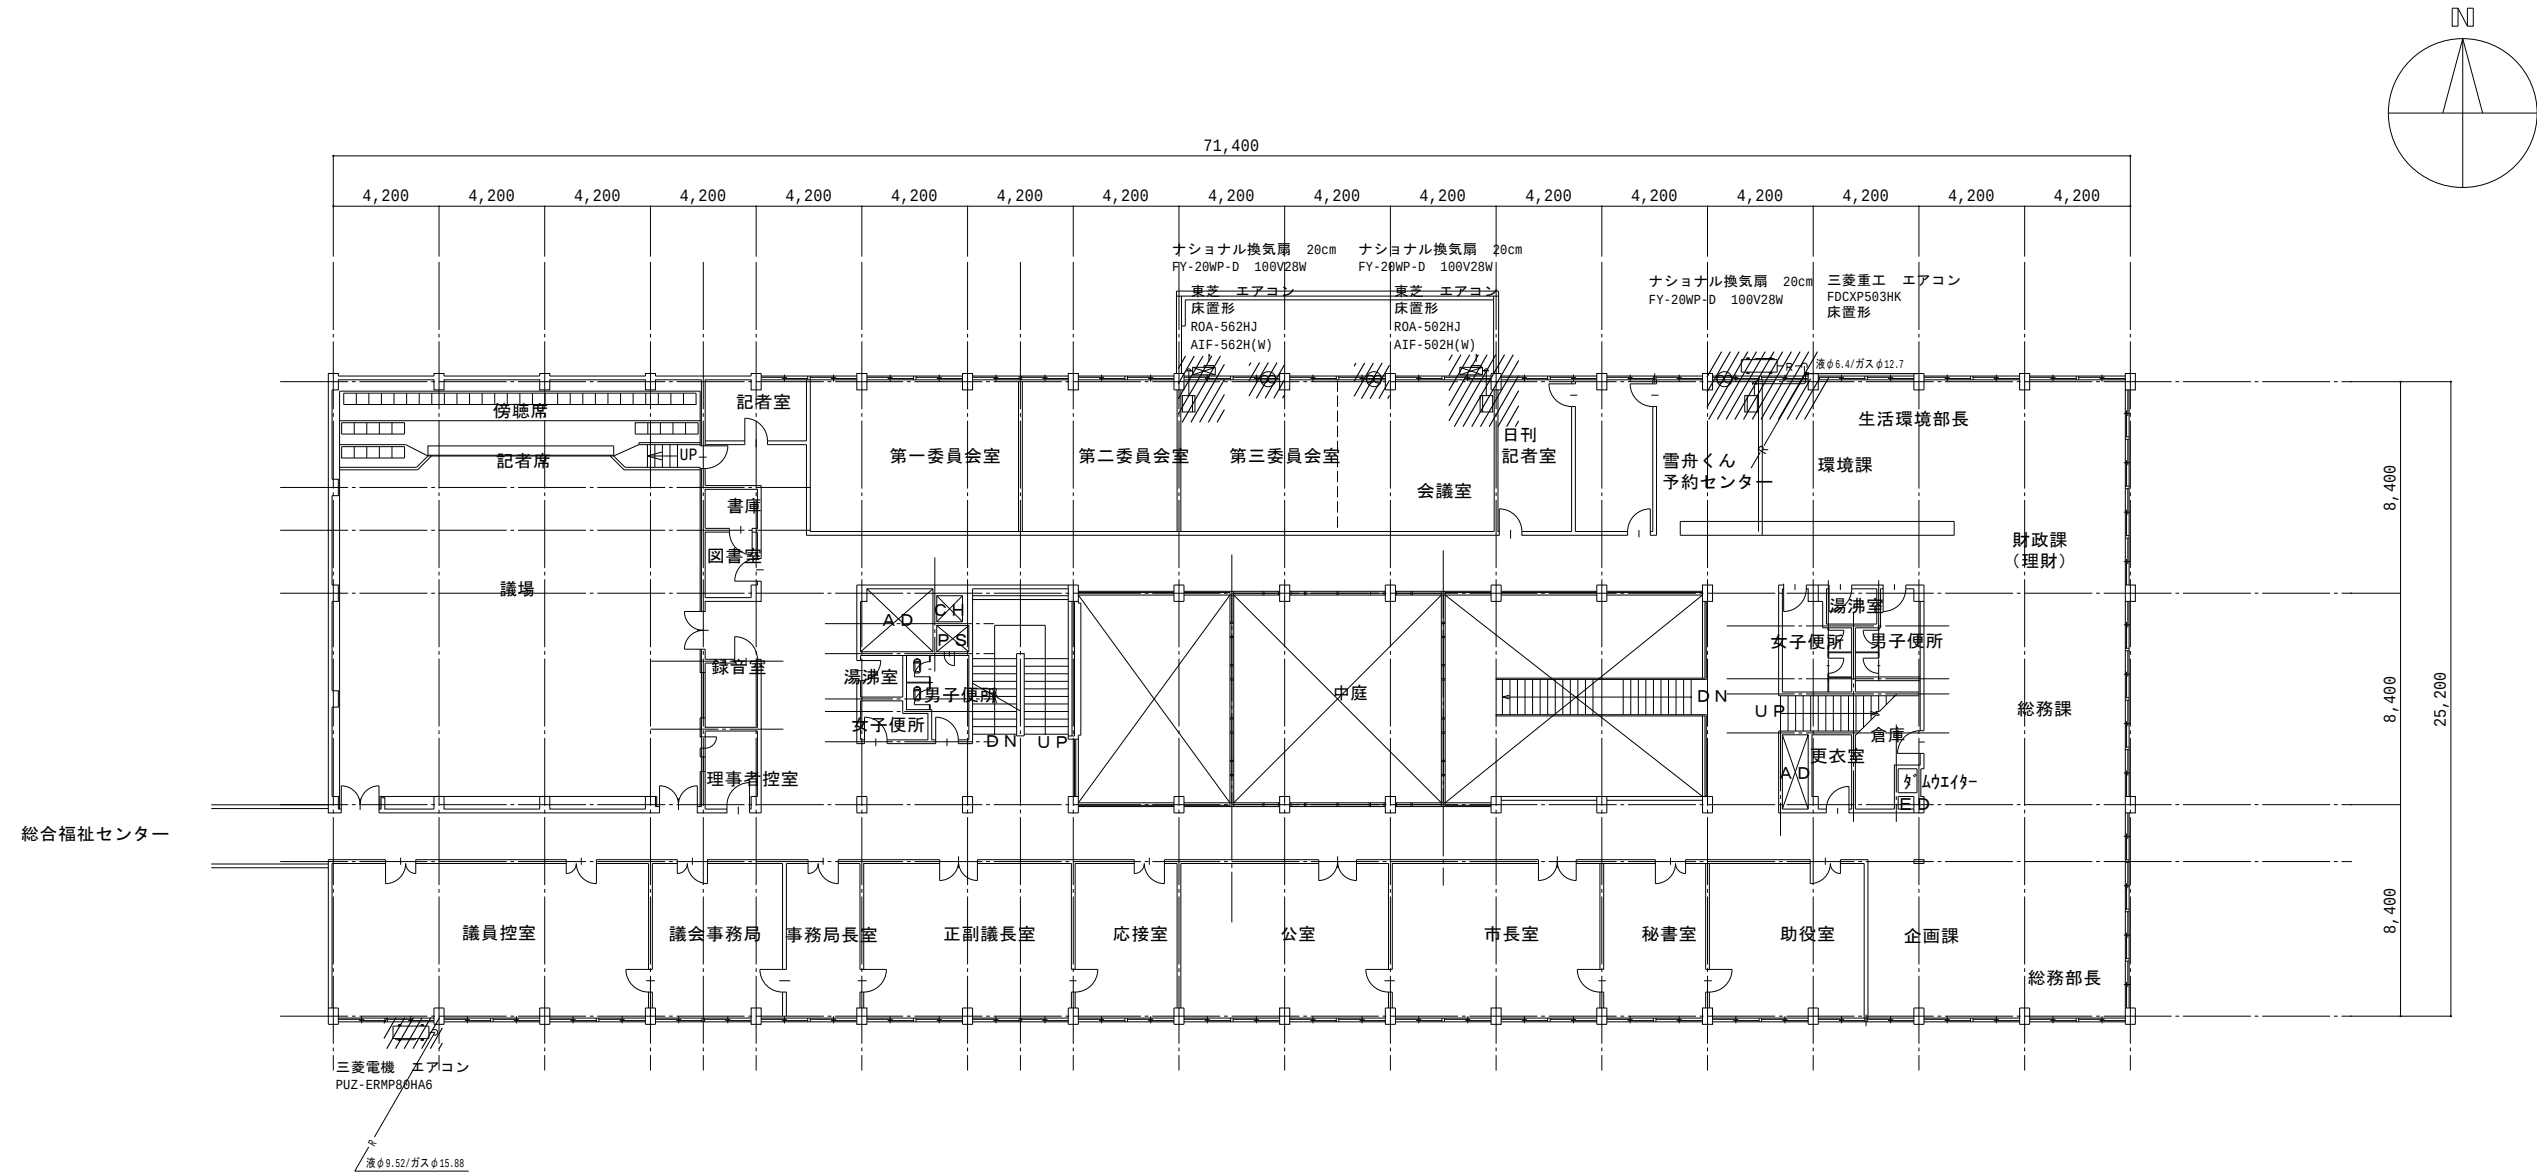


凡例
撤去範囲を示す。

竣工年月日	..	..		大建設・倉森建築設計事務所共同企業体	DATE	2022 . 06 . 30	PROJ. NO.	P-2021-007	一級建築士 (第 272172 号) 高畑 恵明	PROJ. TITLE	総社市旧本庁舎・保健センター・総合福祉センター解体工事	
監理者印		..			CHECK					DWG. TITLE	空気調和設備 2階平面図(2)(旧本庁舎)	DWG. NO.
施工者印		..								SCALE	N.S.(A1) N.S.(A2)	M-3011
		..										

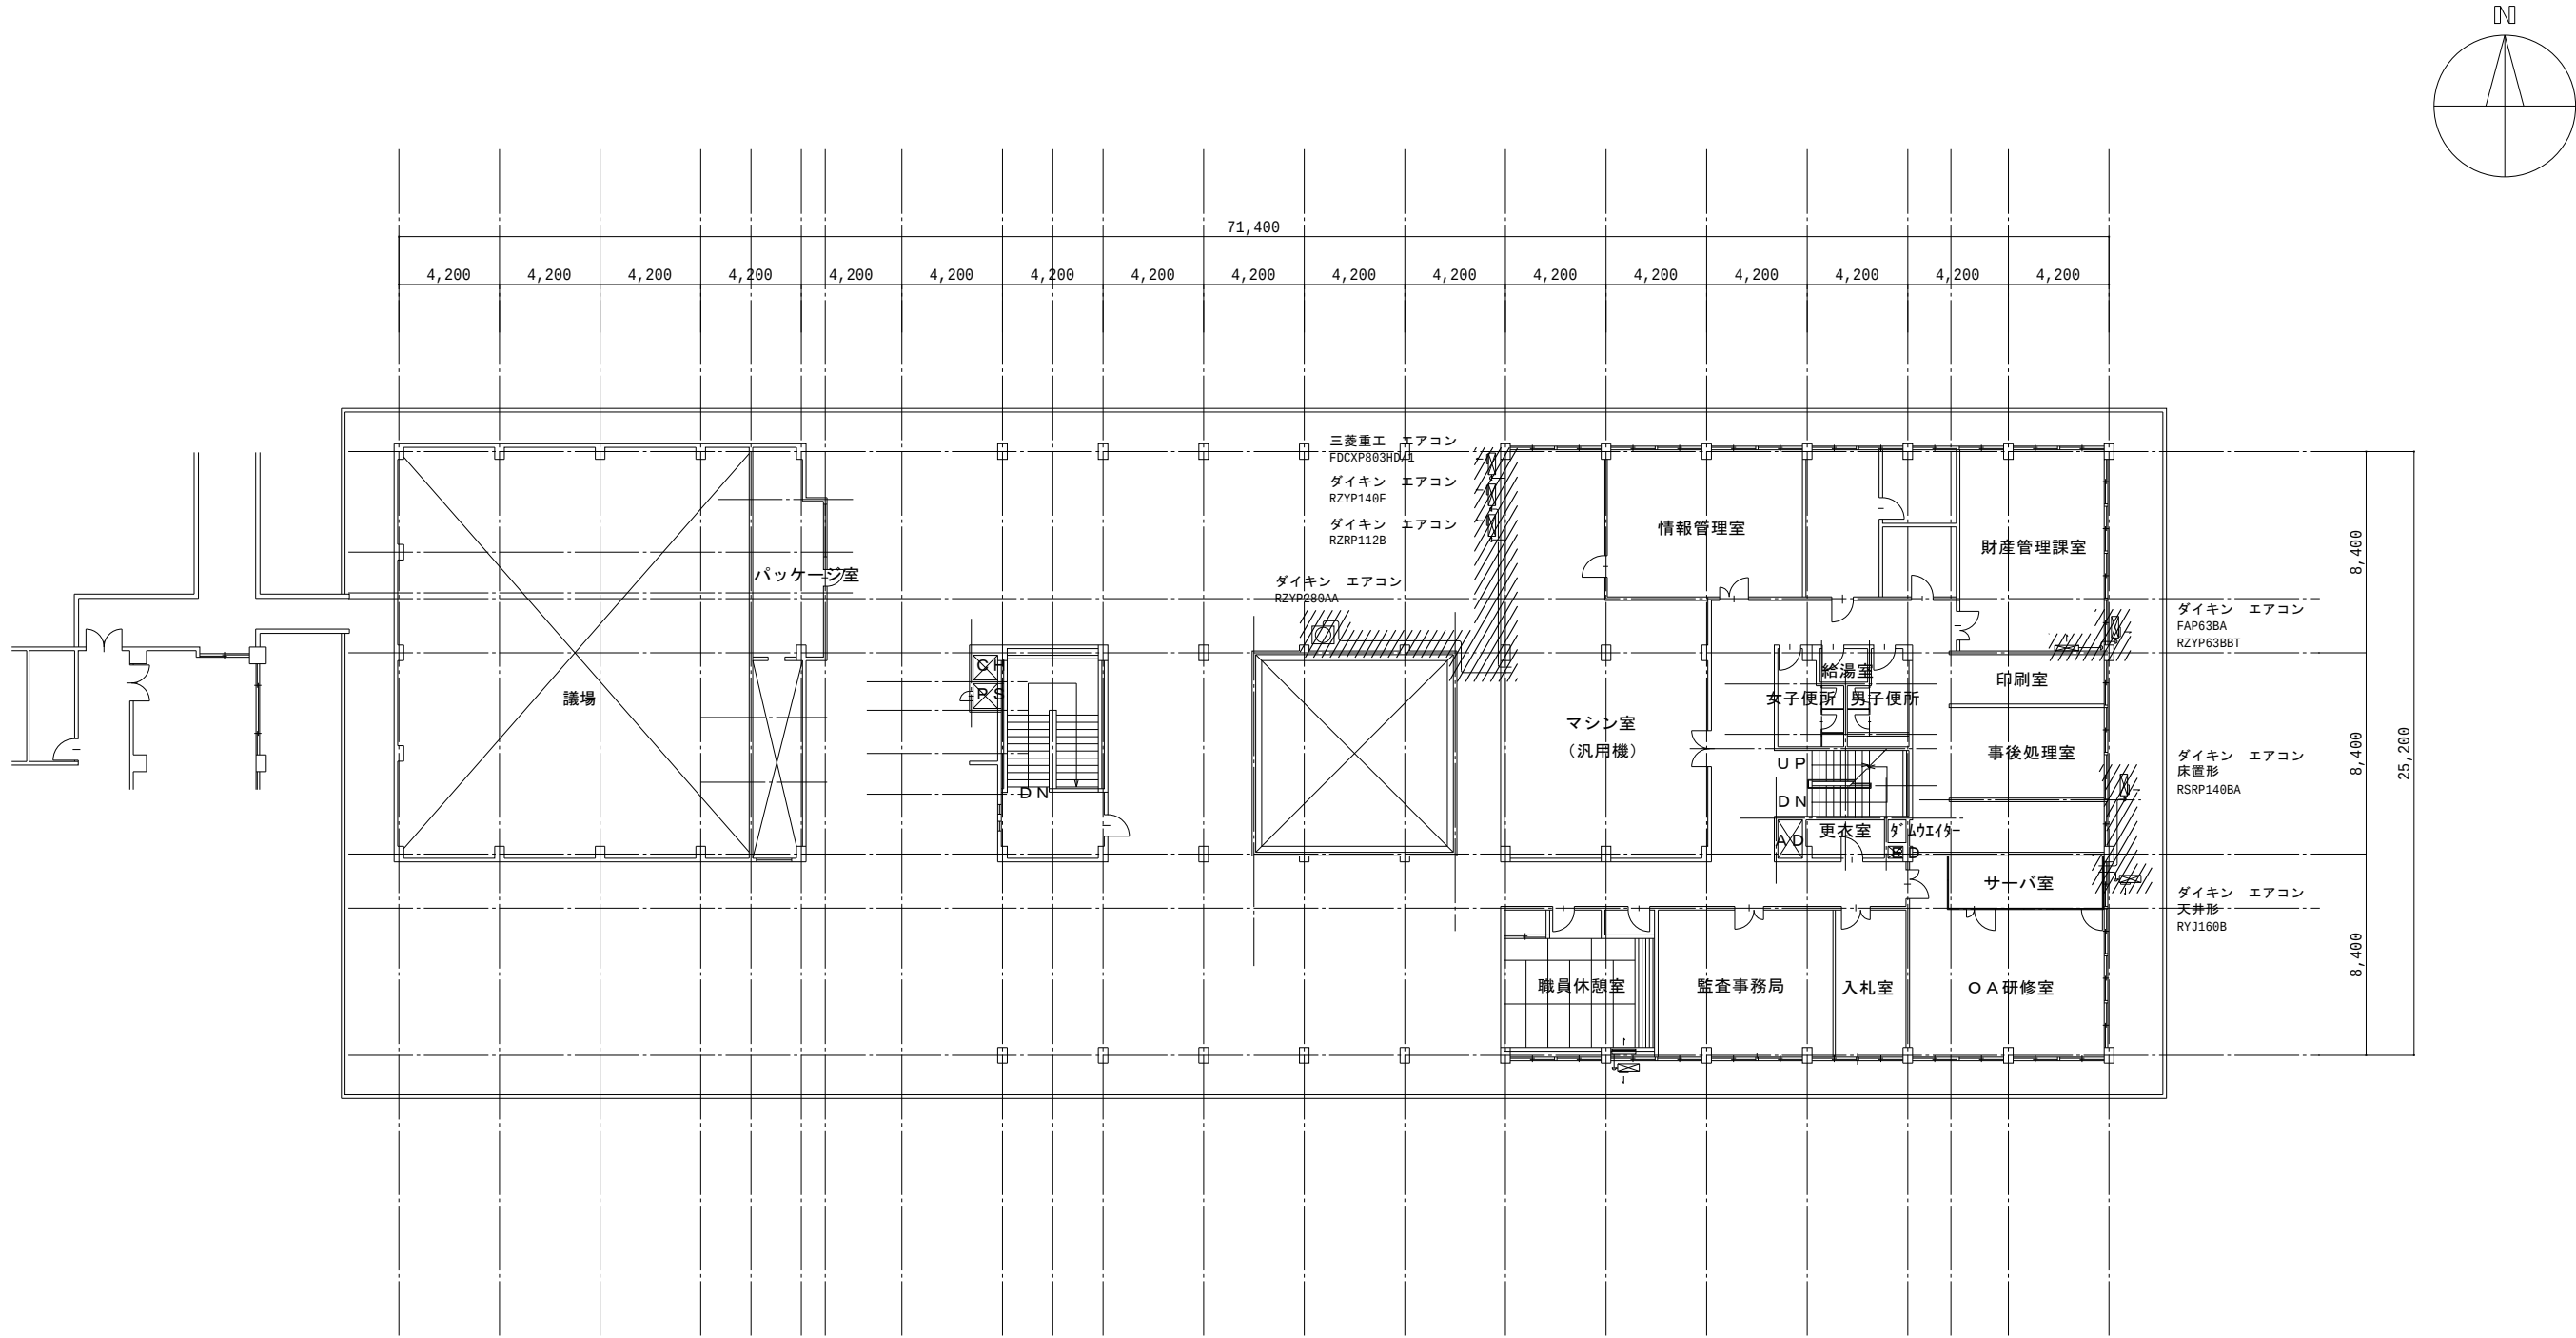

凡例
撤去範囲を示す。

竣工年月日	..	..		大建設計・倉森建築設計事務所共同企業体	DATE	2022 . 06 . 30	PROJ. NO.	P-2021-007	一級建築士 (第 272172 号) 高畑 恵明	PROJ. TITLE	総社市旧本庁舎・保健センター・総合福祉センター解体工事	
監理者印		..			CHECK					DWG. TITLE	空気調和設備 3階平面図(2)(旧本庁舎)	DWG. NO.
施工者印		..								SCALE	N.S.(A1) N.S.(A2)	M-3012

 

凡例


 撤去範囲を示す。

竣工年月日	.	.	.
監理者印	.	.	.
施工者印	.	.	.

大建設・倉森建築設計事務所共同企業体

DATE	PROJ. NO.	一級建築士（第 27212 号）高畑 憲明
2022 . 06 . 30	P-2021-007	
CHECK		
PROJ. TITLE 総社市旧本庁舎・保健センター・総合福祉センター解体工事		
DRW. TITLE 空気調和設備 機械室詳細図(2)(旧本庁舎)		DRW. NO. M-3014
SCALE		N: S(A) M: A(A)

新 設

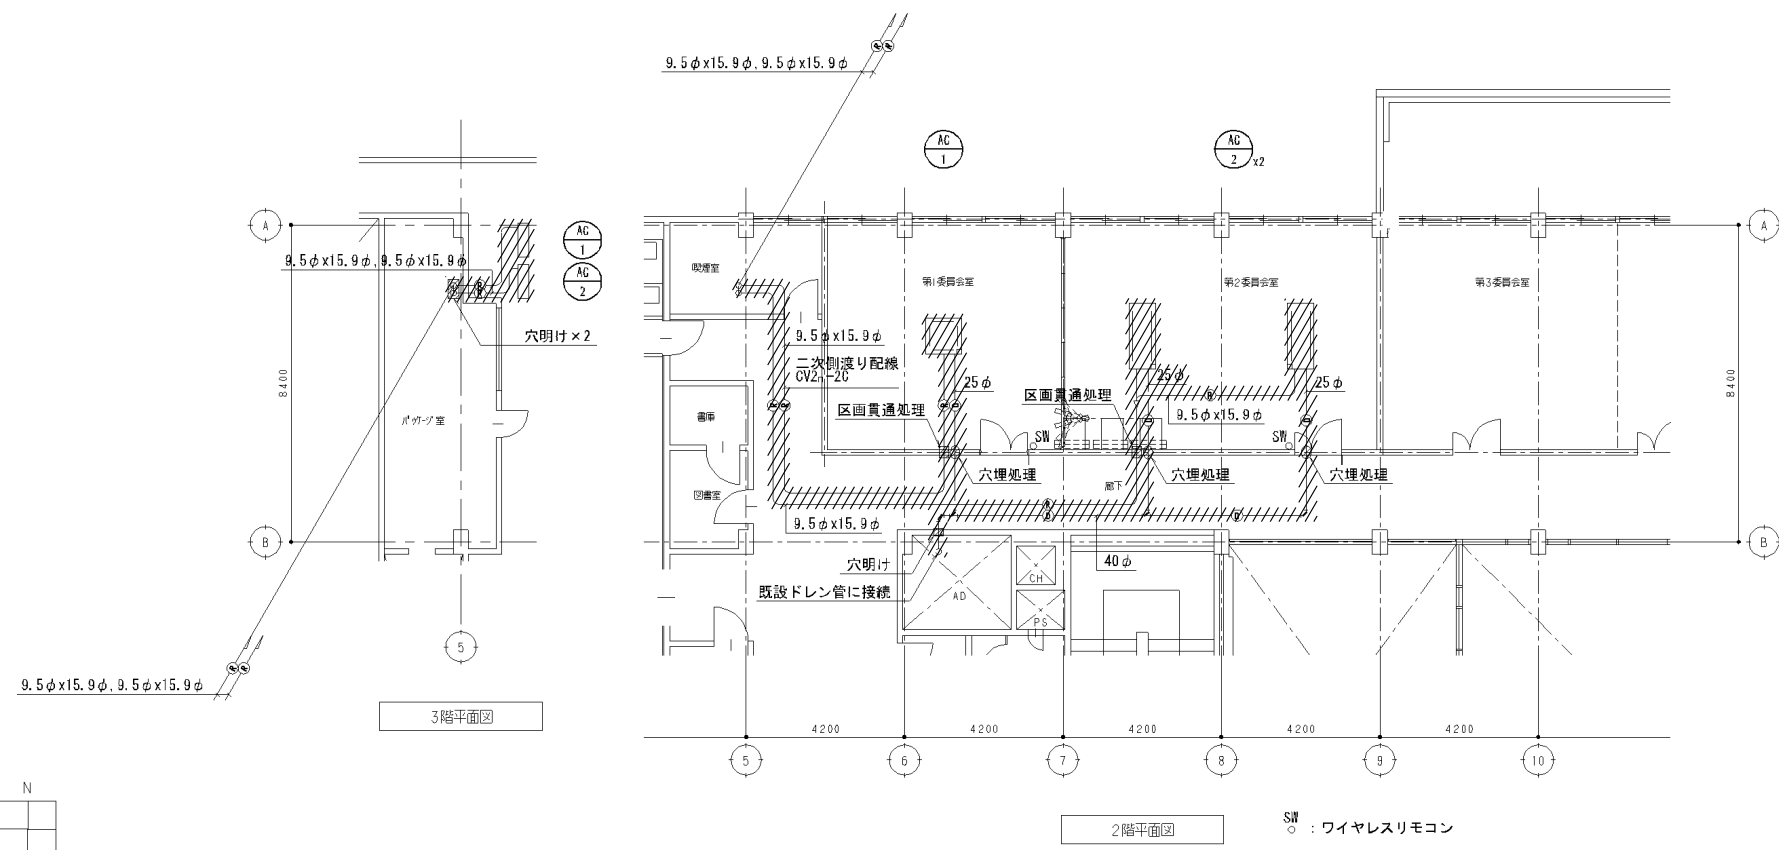[illegible]


凡例


 撤去範囲を示す。

竣工年月日	.	.	.
監理者印	.	.	.
	.	.	.
施工者印	.	.	.
	.	.	.

大建設計・倉森建築設計事務所共同企業体

DATE	PROJ. NO.		PROJ. TITLE	
2022 . 06 . 30	P-2021-007	一級建築士 (第 272172 号) 高畑 憲明	総社市旧本庁舎・保健センター・総合福祉センター解体工事	
CHECK	DRAW. TITLE		DRAW. NO.	
	空気調和設備 2階詳細図(旧本庁舎)	N. S(A1) N. S(A3)	M-3015	

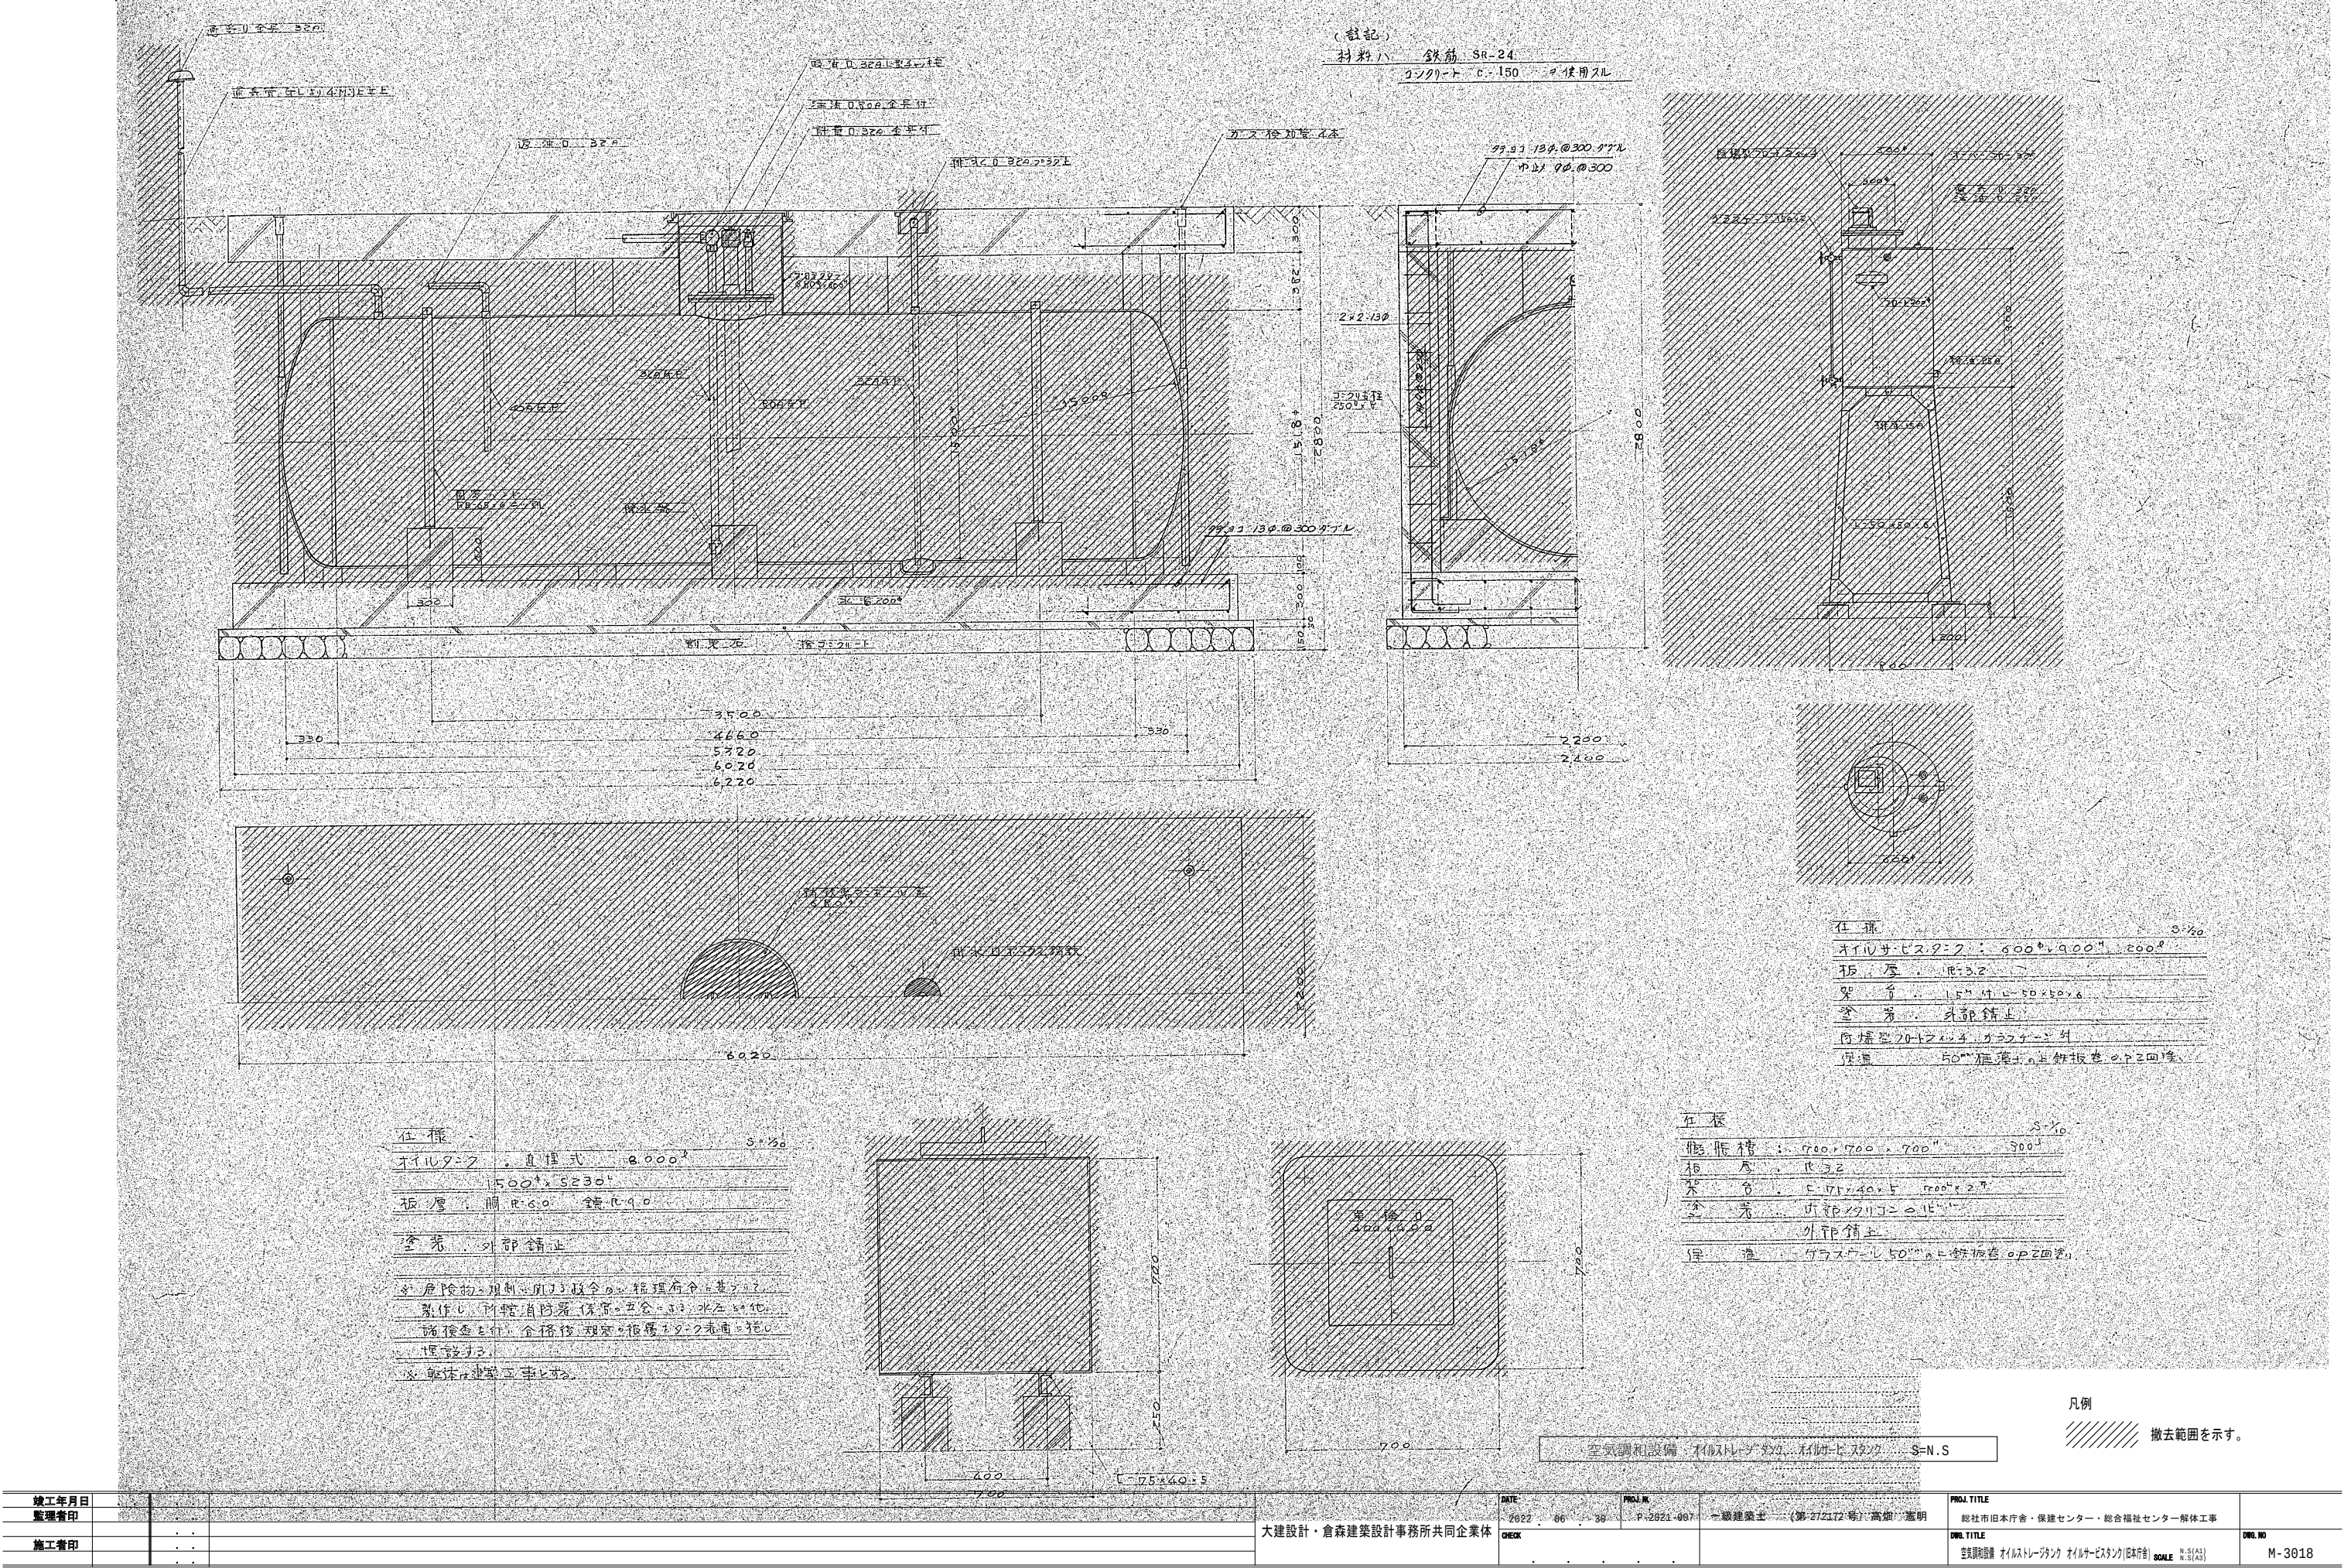

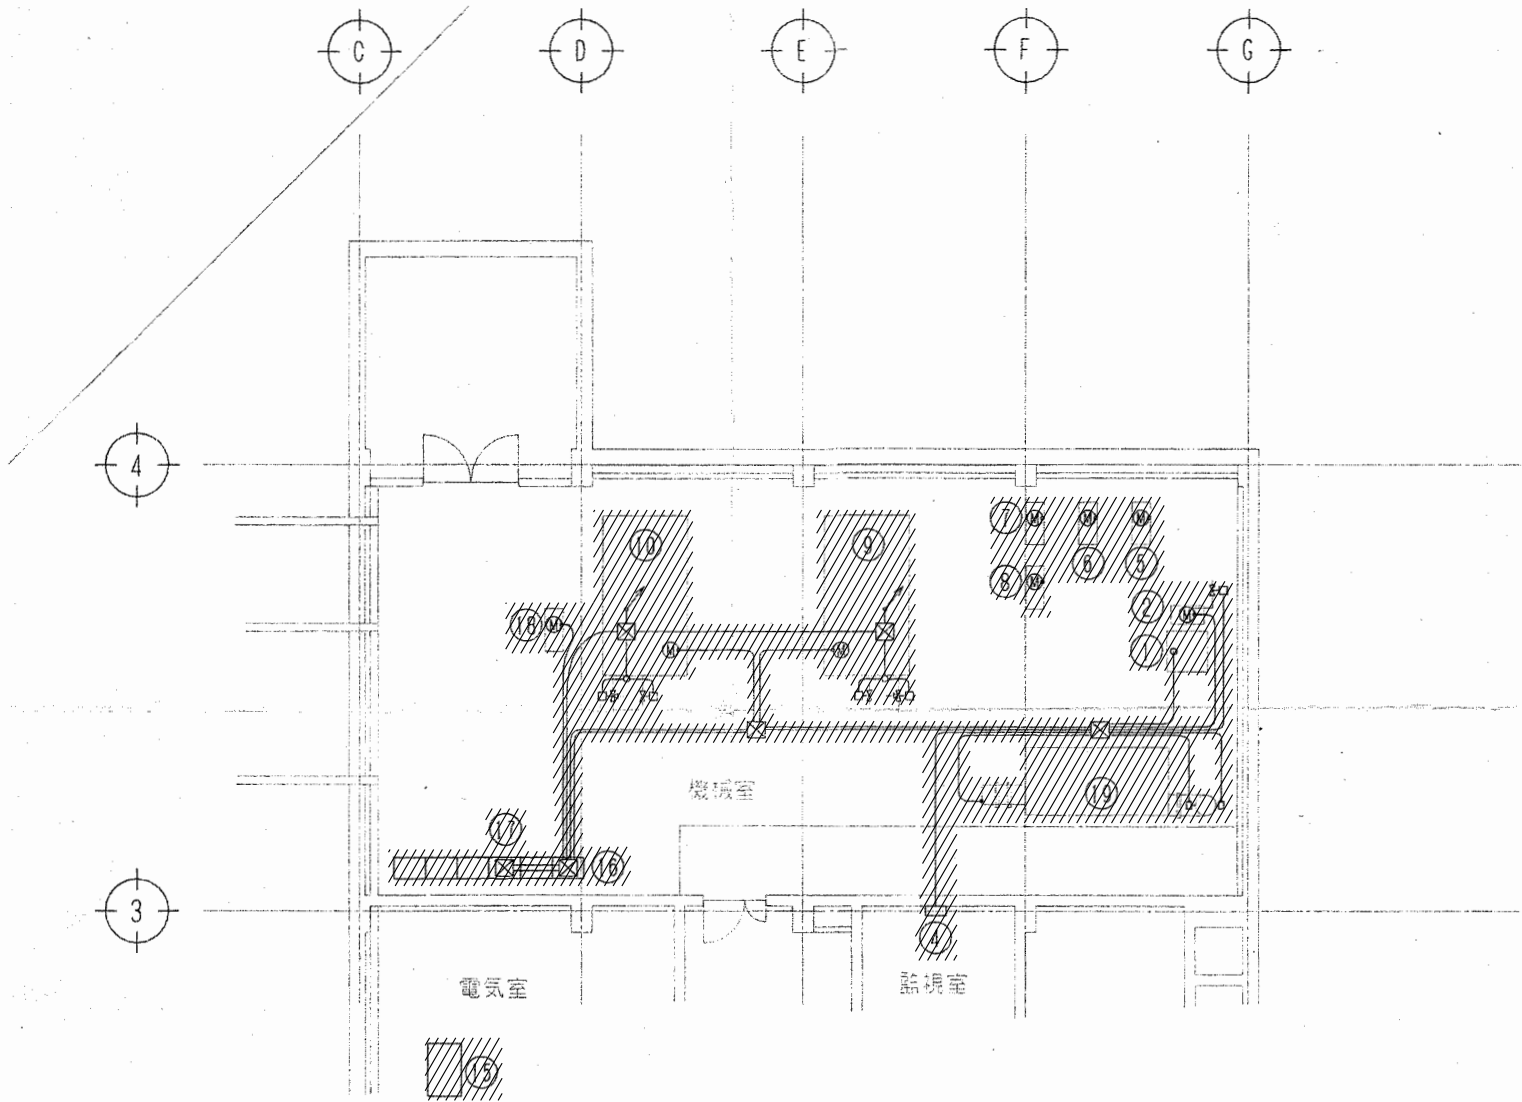


改修平面図

機器番号	機器名称	電源仕様		取替	再用	新設
1	全館空調機	2000V	1.0MW	○		
2	全館空調機	2000V	1.0MW	○		
3	全館空調機	2000V	1.0MW	○		
4	全館空調機	2000V	1.0MW	○		
5	全館空調機	2000V	1.0MW	○		
6	全館空調機	2000V	1.0MW	○		
7	全館空調機	2000V	1.0MW	○		
8	全館空調機	2000V	1.0MW	○		
9	全館空調機	2000V	1.0MW	○		
10	全館空調機	2000V	1.0MW	○		
11	全館空調機	2000V	1.0MW	○		
12	全館空調機	2000V	1.0MW	○		
13	全館空調機	2000V	1.0MW	○		
14	全館空調機	2000V	1.0MW	○		
15	全館空調機	2000V	1.0MW	○		
16	全館空調機	2000V	1.0MW	○		
17	全館空調機	2000V	1.0MW	○		
18	全館空調機	2000V	1.0MW	○		
19	全館空調機	2000V	1.0MW	○		


凡例
撤去範囲を示す。

自動制御設備 機械室詳細図 S=N.S

竣工年月日	..	..			DATE	2022 . 06 . 30	PROJ. NO.	P-2021-007	一級建築士 (第 272172 号) 高畑 憲明	PROJ. TITLE	総社市旧本庁舎・保健センター・総合福祉センター解体工事					
監理者印					CHECK					DWG. TITLE	空調和設備 機械室自動制御図(旧本庁舎)	DWG. NO				
施工者印														SCALE	N.S(A1) N.S(A2)	M-3019

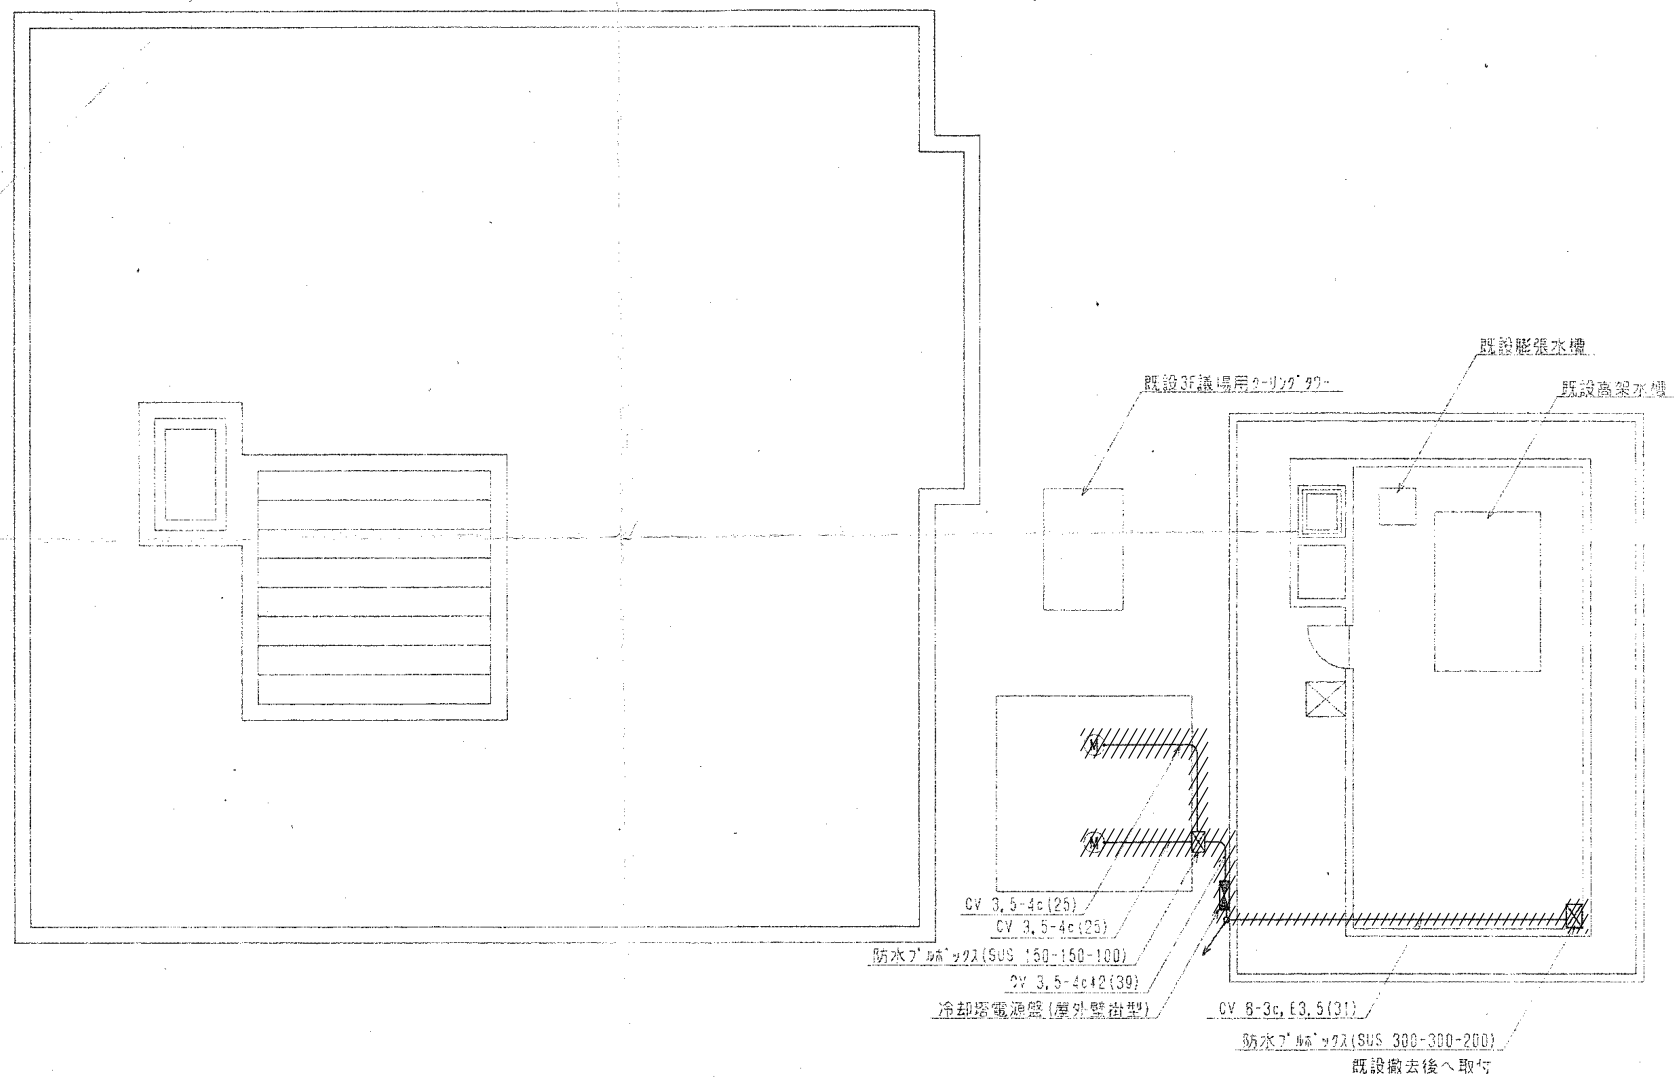

冷却塔電源盤詳細図

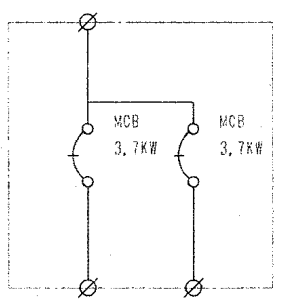


屋上クーリングタワー廻り平面図 (S=1:100)

凡例
撤去範囲を示す。


自動制御設備 屋上詳細図 S=N.S

竣工年月日	..	..			大建設計・倉森建築設計事務所共同企業体	DATE	2022 . 06 . 30	PROJ. NO.	P-2021-007	一級建築士 (第 272172 号) 高畑 恵明	PROJ. TITLE	総社市旧本庁舎・保健センター・総合福祉センター解体工事		
監理者印		..				CHECK					DWG. TITLE	空調調和設備 屋上自動制御図(旧本庁舎)	DWG. NO.	M-3020
施工者印		..									SCALE	N.S(A1) N.S(A2)		
		..												

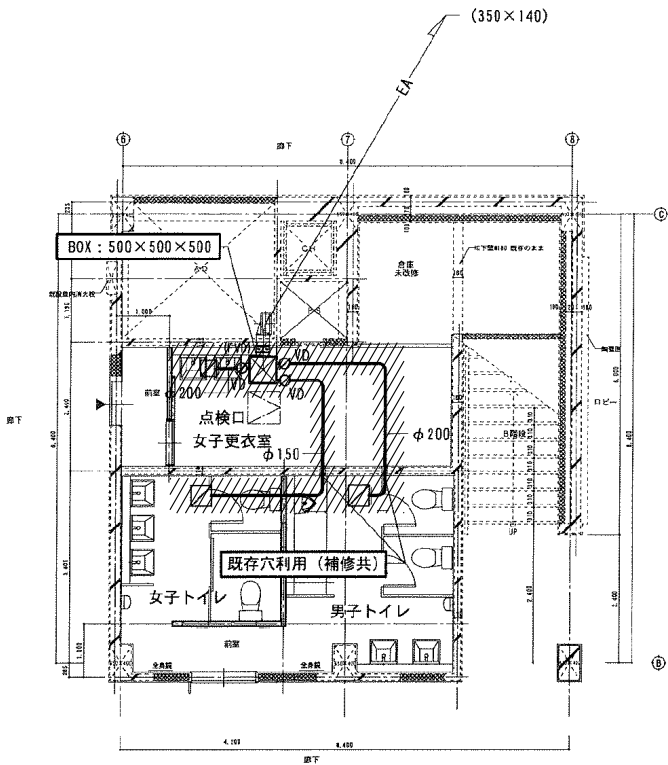

改 修 後

ダクト器具リスト			
女 子 ト イ レ	個 数	男 子 ト イ レ	個 数
吸込口	1	吸込口	1
Q=EA 200 CMH		Q=EA 350 CMH	
給排気ユニット グ'外径：φ150		給排気ユニット グ'外径：φ200	
メーカー標準品（消音ボックス型）		メーカー標準品（消音ボックス型）	
女 子 更 衣 室	個 数		
吸込口	1		
Q=EA 300 CMH			
給排気ユニット グ'外径：φ200			
メーカー標準品（消音ボックス型）			

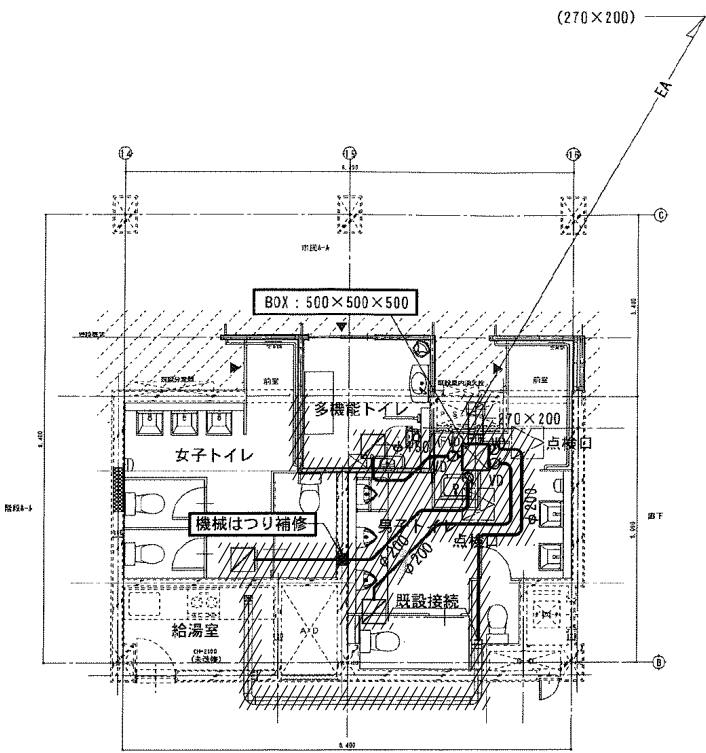


改 修 後

ダクト器具リスト			
女 子 ト イ レ	個 数	男 子 ト イ レ	個 数
吸込口	1	吸込口	1
Q=EA 350 CMH		Q=EA 450 CMH	
給排気ユニット グ'外径：φ200		給排気ユニット グ'外径：φ200	
メーカー標準品（消音ボックス型）		メーカー標準品（消音ボックス型）	
多 機 能 ト イ レ	個 数		
吸込口	1		
Q=EA 150 CMH			
給排気ユニット グ'外径：φ150			
メーカー標準品（消音ボックス型）			

凡例



撤去範囲を示す。

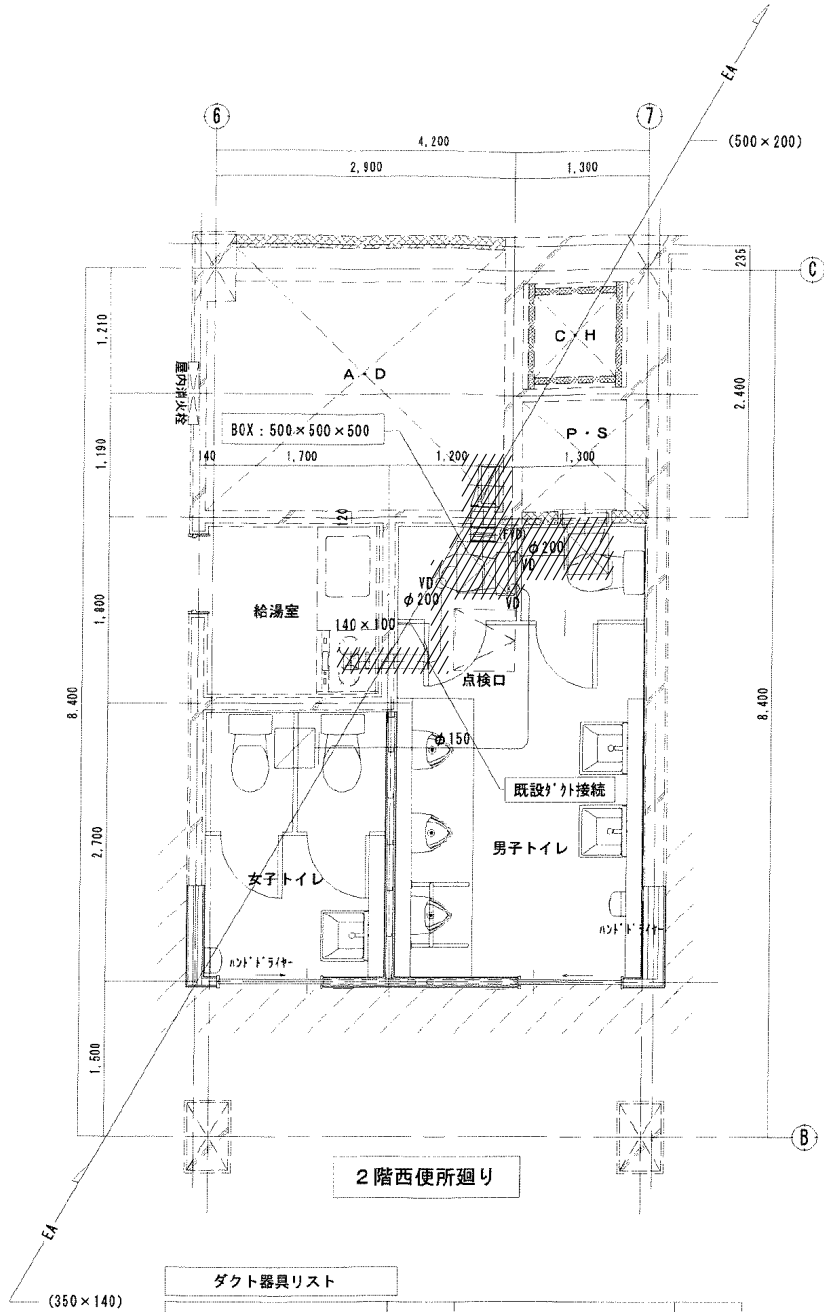

2階西便所廻り


ダクト器具リスト			
女子トイレ	個 数	男子トイレ	個 数
吸込口	1	吸込口	1
0=FA 150 DMH		0=FA 150 DMH	
給排水ユニット ヲ付径: φ150		給排水ユニット ヲ付径: φ200	
トト標準品 (消音ボックス型)		トト標準品 (消音ボックス型)	
既存湯沸室	個 数		
吸込口 (既存)	1		
0=FA 600 DMH			
ダクト接続径: φ200			

凡例
撤去範囲を示す。

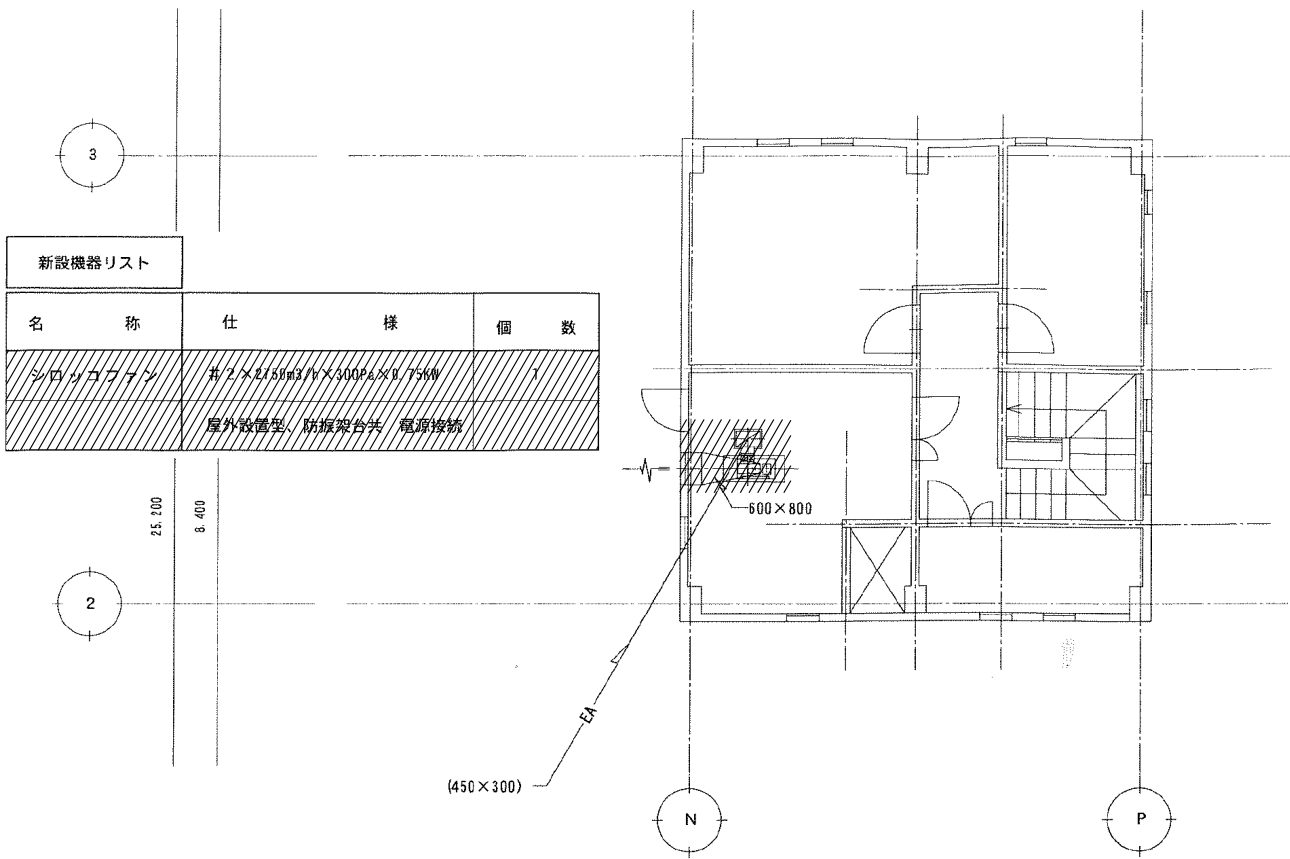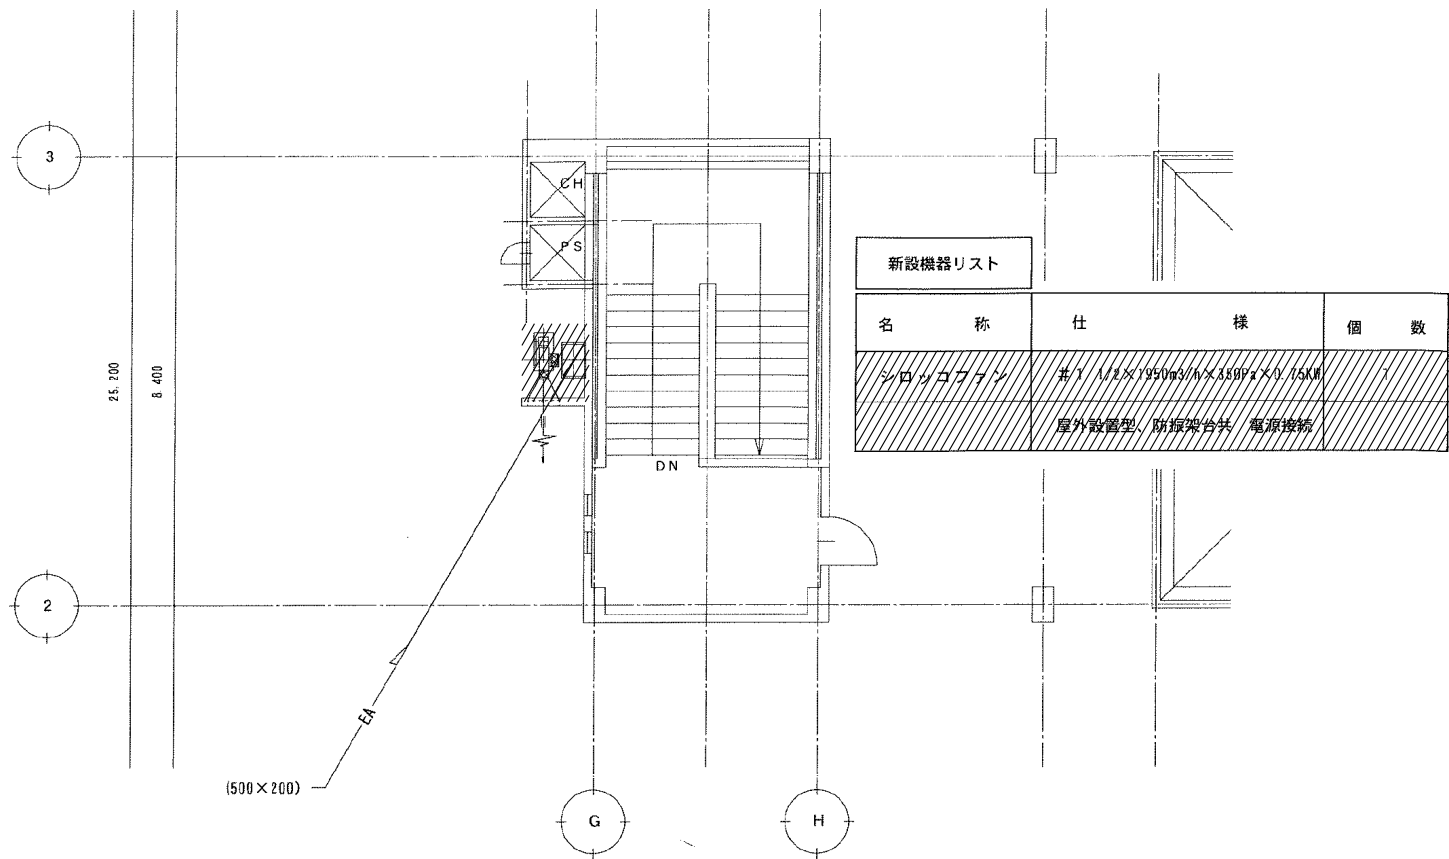


凡例
撤去範囲を示す。

3階平面詳細図 (改修図) A2:1/50, A3:1/70

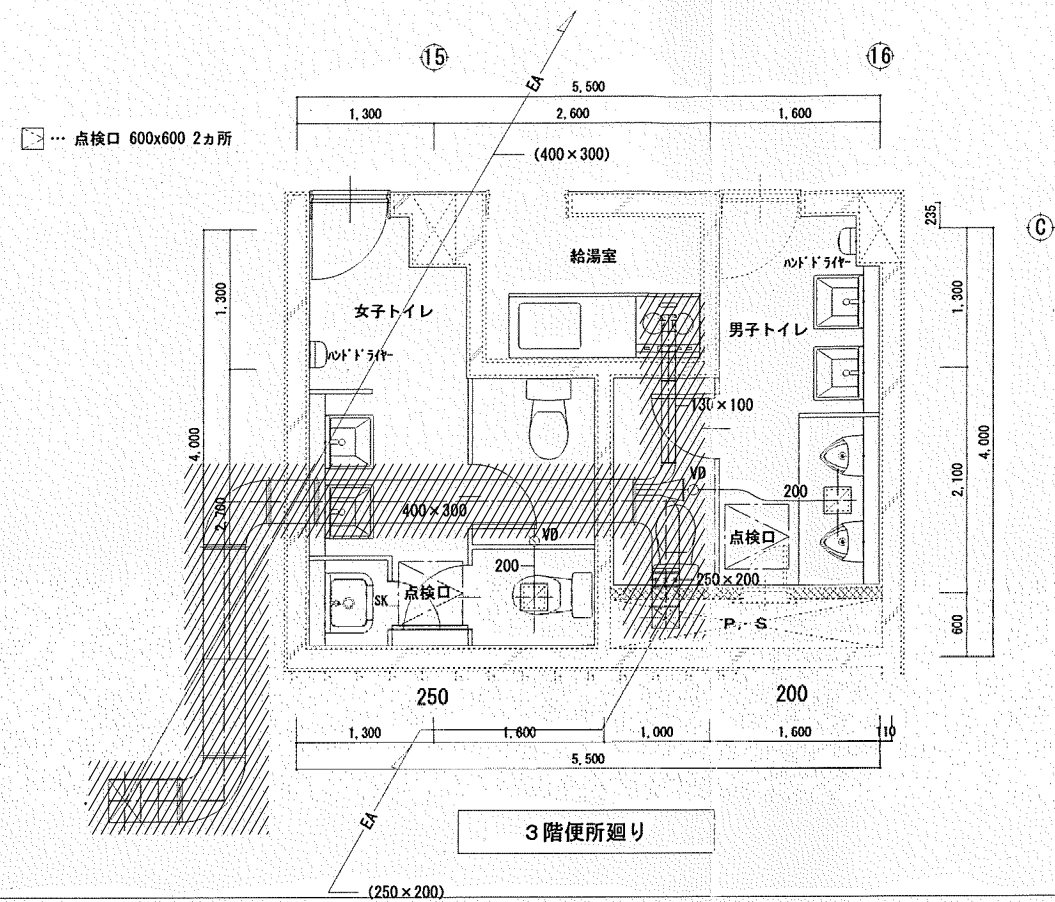


2階平面詳細図 (改修図) A2:1/50, A3:1/70

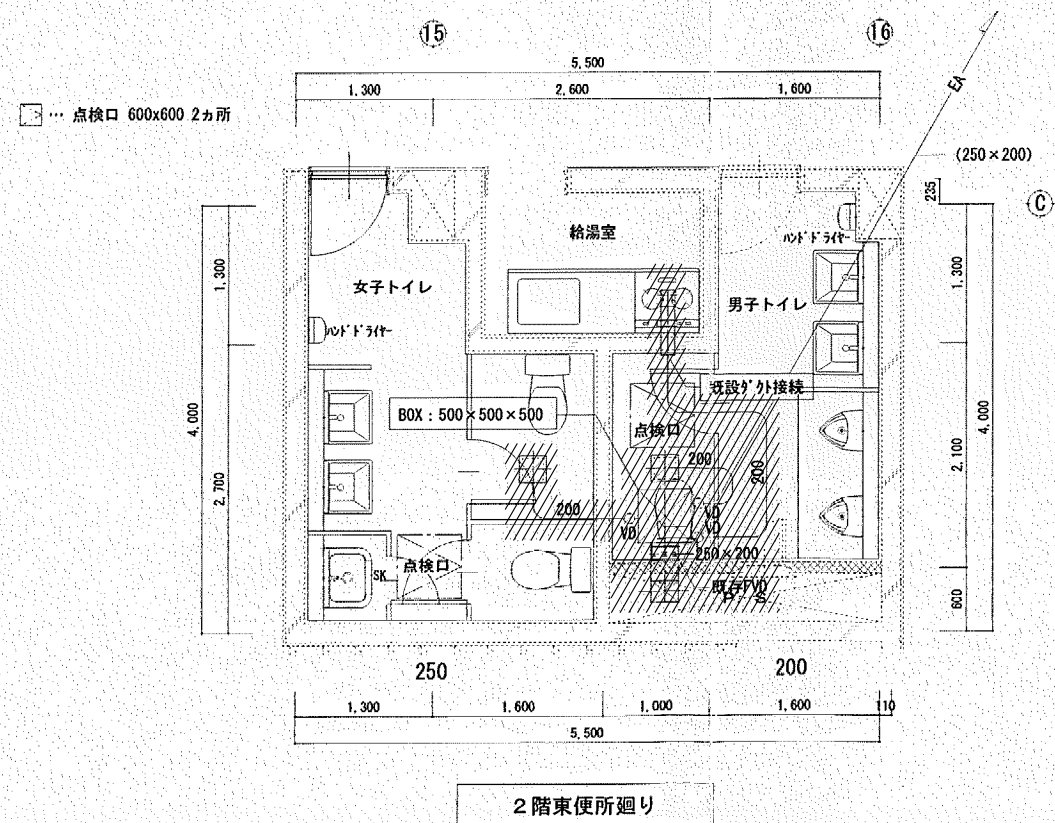

凡例

 撤去範囲を示す。

竣工年月日	..	..		大建設・倉森建築設計事務所共同企業体	DATE	2022 . 06 . 30	PROJ. NO.	P-2021-007	一級建築士 （第 272172 号）高畑 憲明	PROJ. TITLE	総社市旧本庁舎・保健センター・総合福祉センター解体工事	
監理者印		..	..		CHECK							
施工者印		..	..									
		..	..									

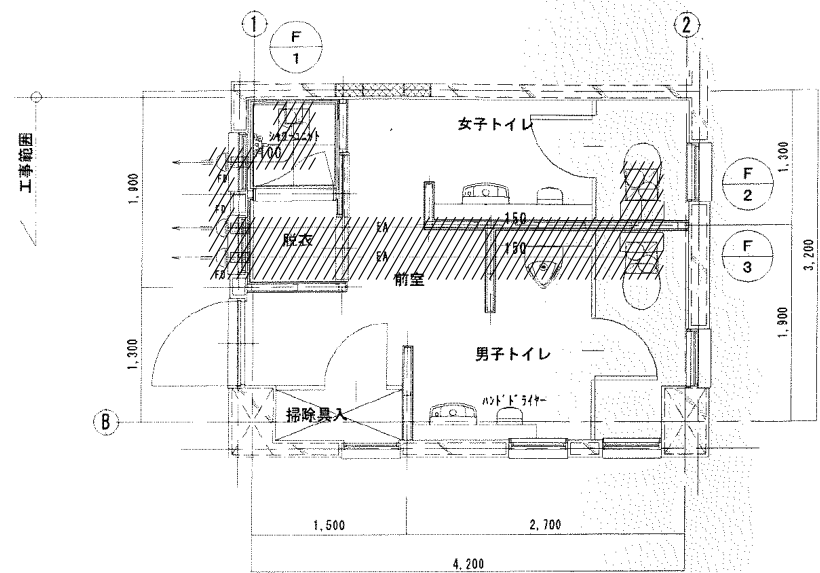

凡例

屋外便所廻り

壁穴あけ（機械はつり）を示す

換気機器リスト


※ 電気容量は参考値とする。

防接-A: 要台、B: 防接金具、C: 防接

機器記号	名称	仕様	電動機							設置場所	備考 (参考型番)
			φ・V	1kW	回転	操作	防接	監視	台数		
10-1	天井換気扇	側送風扇型 風量 150 (A) (付属品)	1-100	(95)	直入付	手元			1	シャワーブース	10-15254
10-2	天井換気扇	側送風扇型 風量 150 (A) (付属品)	1-100	(95)	直入付	手元			1	女子トイレ	10-15254
10-3	天井換気扇	側送風扇型 風量 150 (A) (付属品)	1-100	(95)	直入付	手元			1	男子トイレ	10-15254

凡例

撤去範囲を示す。

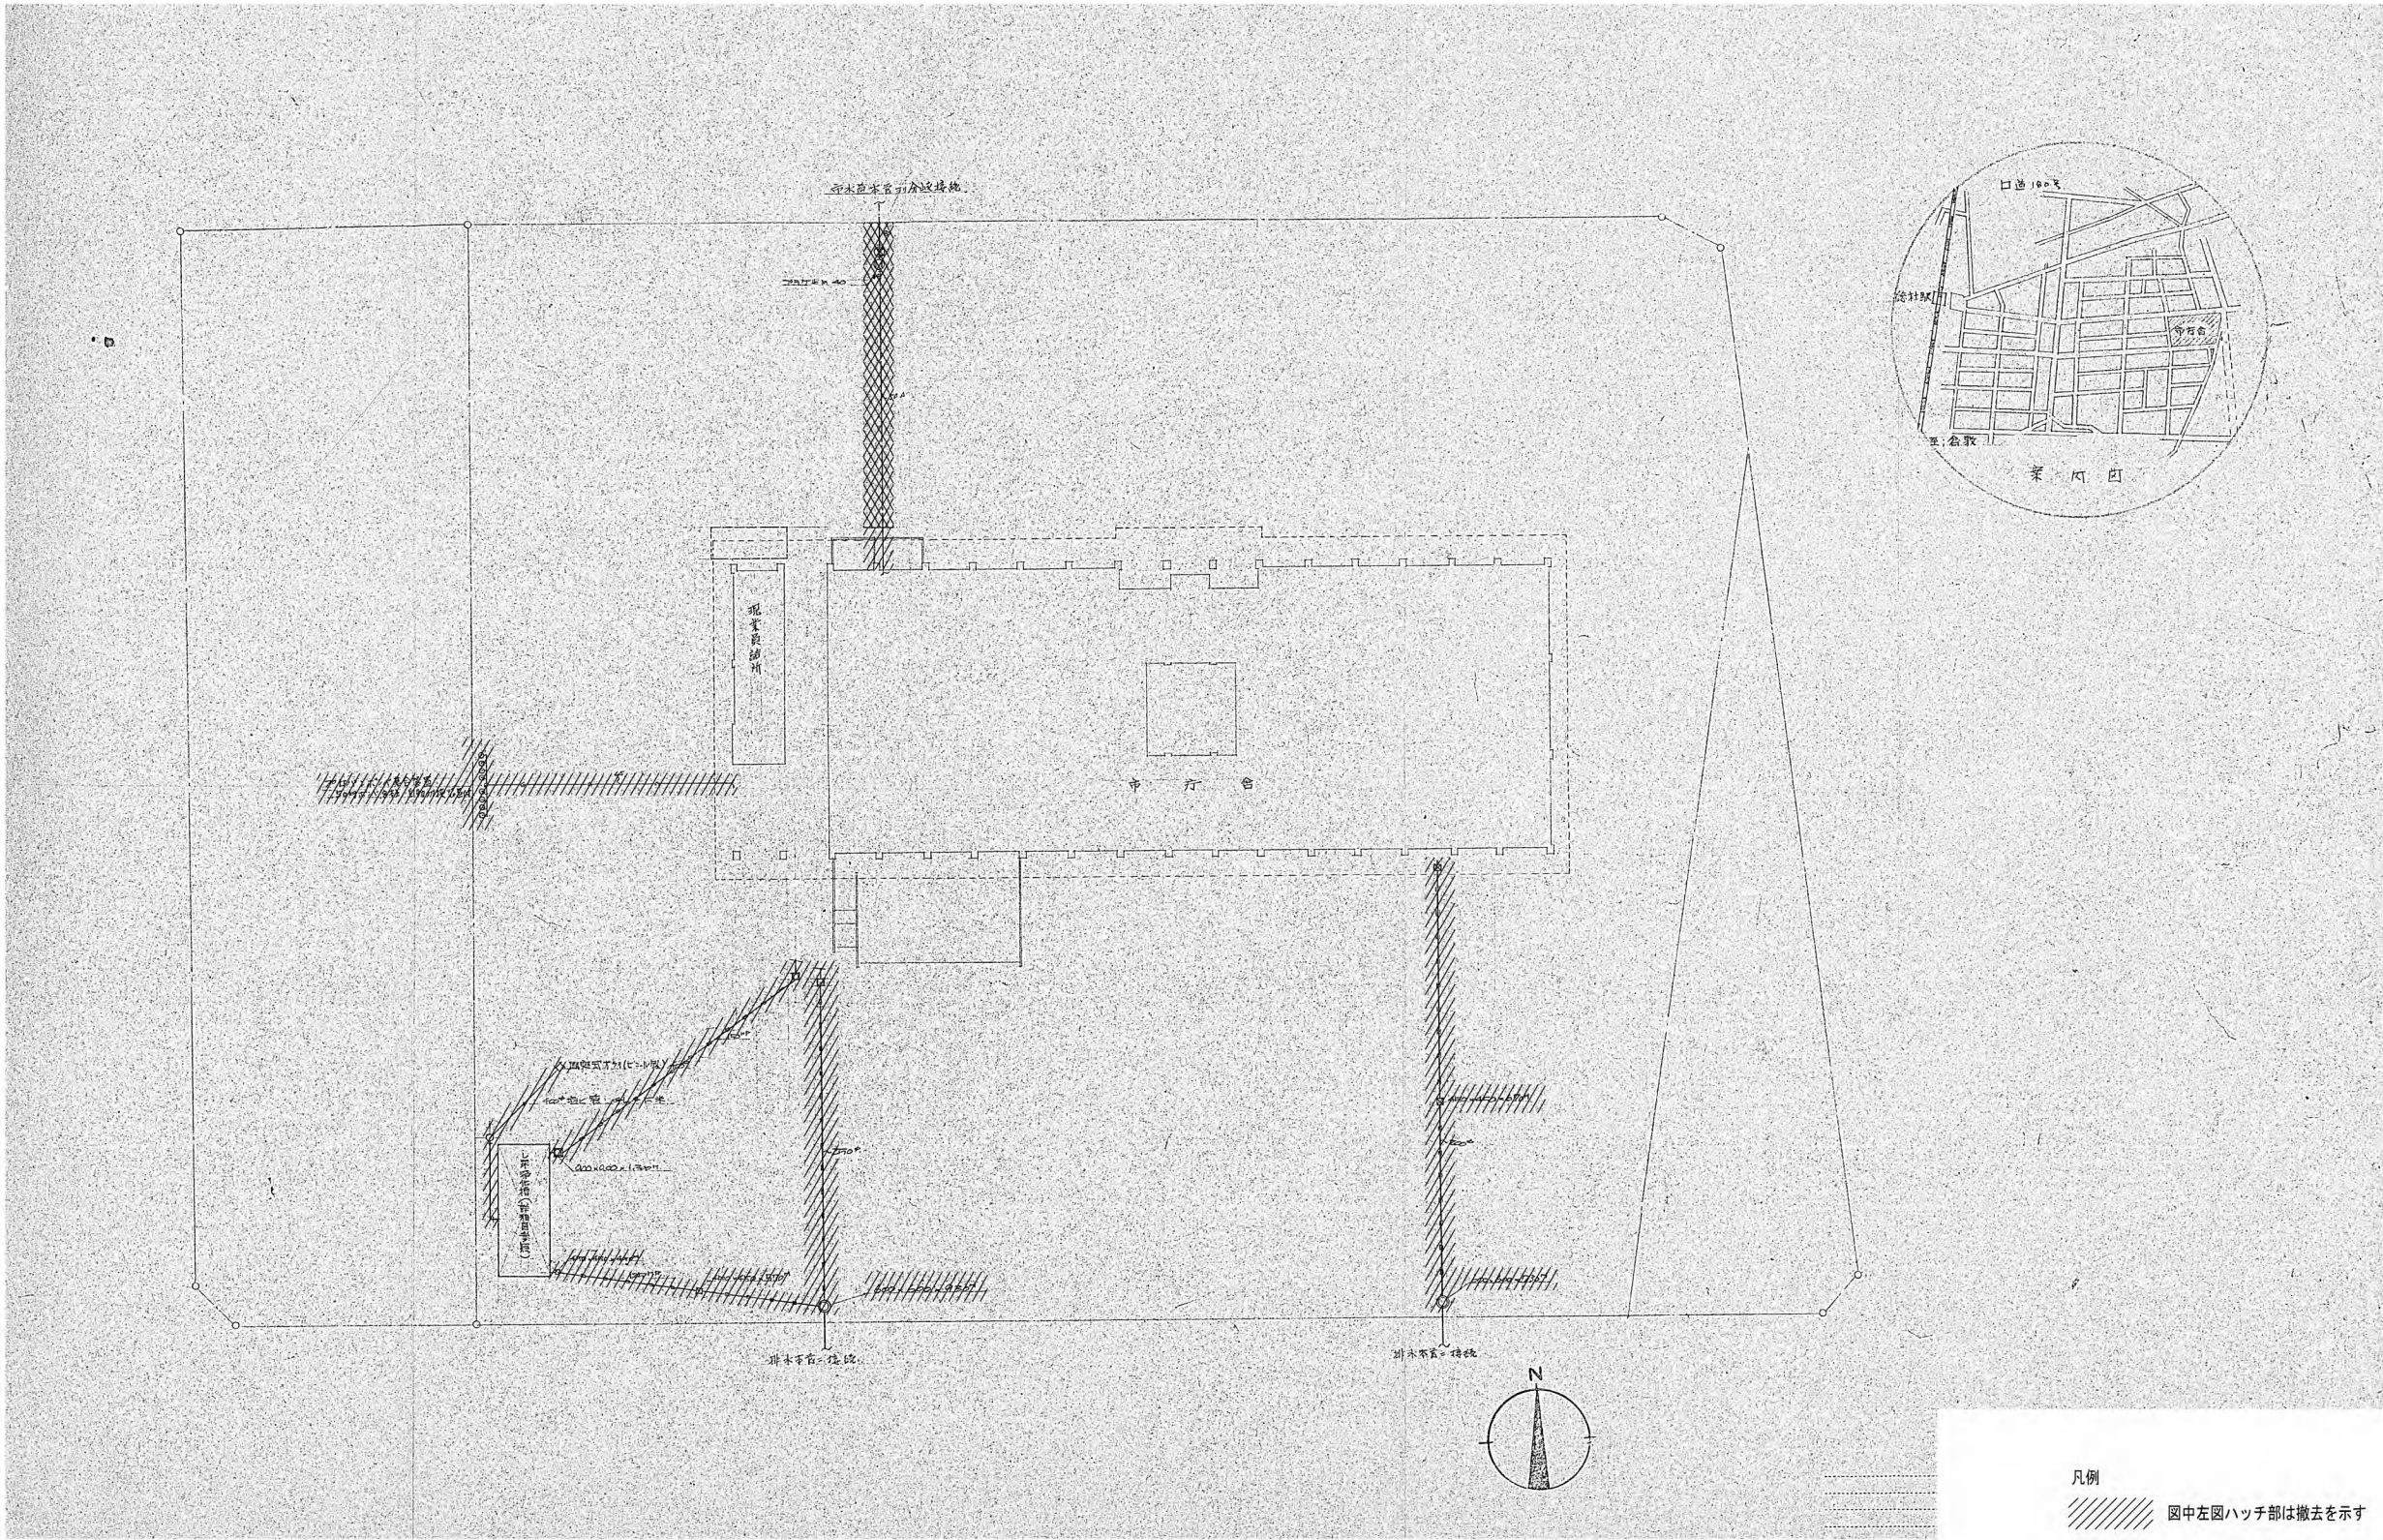


給排水衛生設備 配置図(1) S=N. S

凡例

- 図中左図ハッチ部は撤去を示す
- 図中左図ハッチ部はSTEP 6 での撤去を示す。

竣工年月日	..	..		大建設計・倉森建築設計事務所共同企業体	DATE	2022 . 06 . 30	PROJ. NO.	P-2021-007	一級建築士 (第 272172 号) 高畑 恵明	PROJ. TITLE	総社市旧本庁舎・保健センター・総合福祉センター解体工事	
監理者印					CHECK					DWG. TITLE	給排水衛生設備 配置図(旧本庁舎)	DWG. NO.
施工者印										SCALE	N. S(A1) N. S(A2)	M-3026

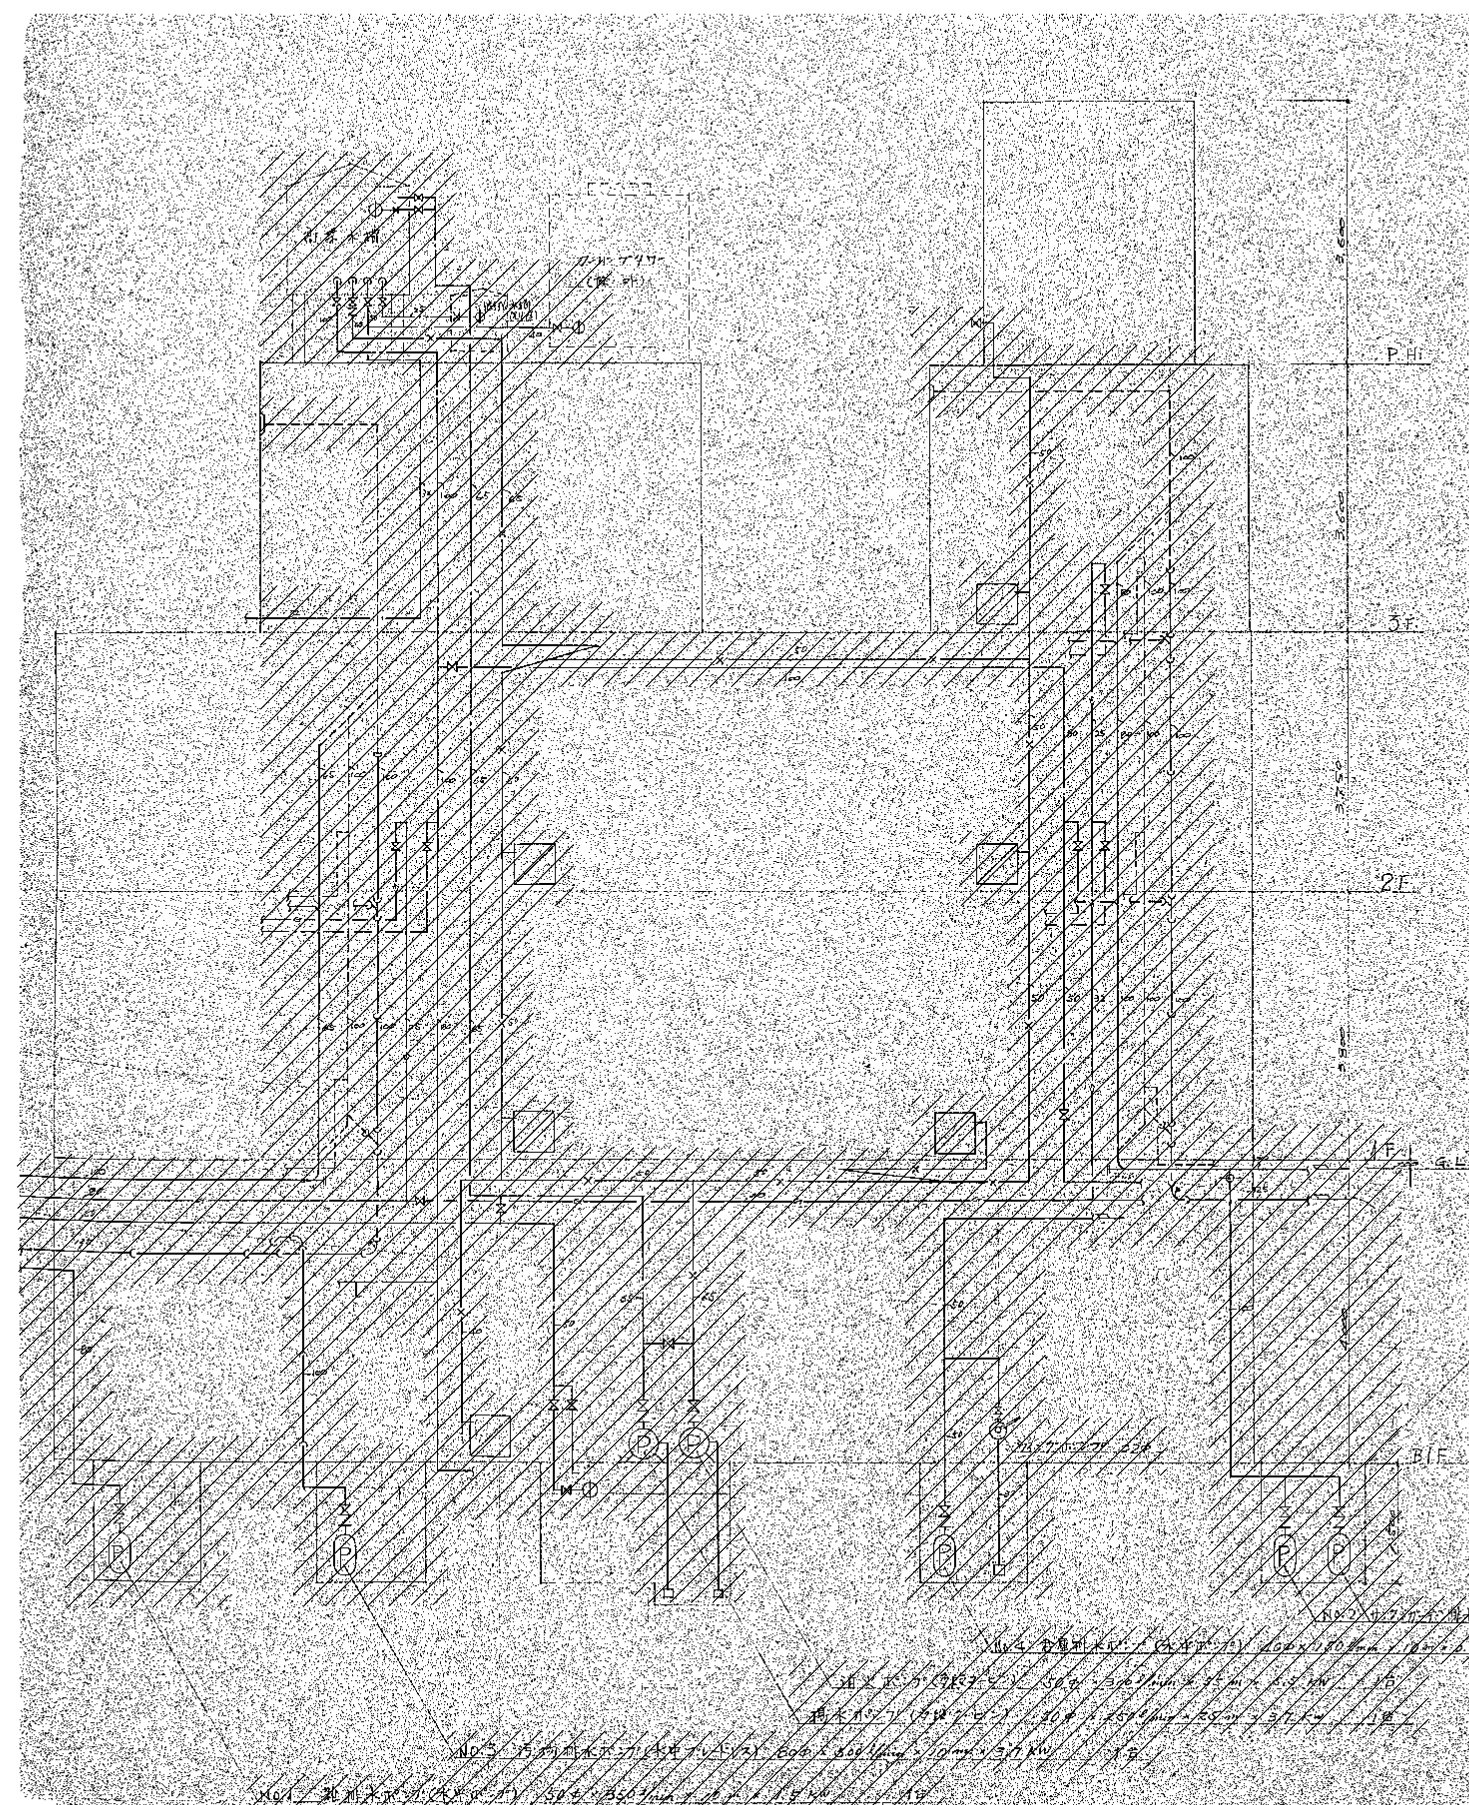[illegible]

凡例

撤去範囲を示す。

洋風大便器は撤去対象外とする。(場外搬出(2.7km))

竣工年月日	..	..	..	大建設・倉森建築設計事務所共同企業体	DATE 2022 . 06 . 30	PROJ. NO. P-2021-007	一級建築士 (第 272172 号) 高畑 憲明	PROJ. TITLE 総社市旧本庁舎・保健センター・総合福祉センター解体工事	
監理者印	..	..	..		CHECK			DRW. TITLE 給排水衛生設備 配管系統図及器具表(旧本庁舎)	DRW. NO M-3027
施工者印	..	..	..					SCALE N: 1/5 (A1) M: 1/5 (A2)	

衛生器具表	器 具 名	型番・付属品 ※型番は参考型番とする	合 計	1 階東便所			1 階西便所		
				男子 トイレ	女子 トイレ	多 機 能 トイレ	男子 トイレ	女子 トイレ	女子 更衣 室
【新設器具】	洋風便器	CS597BC、SH596BAY、TCF4721V80W、HE30 (リオン)、棚付二連紙巻器YH702、手すりⅠ型T112C5	1-100V	9	2	3	2	2	
	小便器	UFH500、TEA62ADR、T9R	1-100V	5	3		2		
	小便器手すり	T112CU2、T110D3R		2	1		1		
	洗面器	LSE130AP1 (水石鹸入れ付)	1-100V	12	2	3	2	3	2
	化粧鏡	(建築工事)		(4)	(1)	(1)	(1)	(1)	
	化粧鏡	YM4560FA (7-F型450×600)		2					2
	ハットドライヤー	TYC420W	1-100V	4	1	1	1	1	
	掃除用流し	SK22A#NW1、TK22、TZ3AE20C、TW114、T9R、T3SCEP		1	1				
	擬音装置	手かさし、露出パイプ、乾電池仕様 YES400DR		5		3		2	
	ベビーチェアー	YKA13		2		1		1	
	フィッティングボード	YKA40		2		1		1	
【既設器具】	多機能トイレ		1-100V	(1)		(1)			
	手洗器		1-100V	(1)		(1)			
	L型手すり			(1)		(1)			
	跳ね上げ手すり			(1)		(1)			
	洗面器		1-100V	(1)		(1)			
	化粧鏡			(1)		(1)			

凡例

 撤去範囲を示す。

洋風大便器は撤去対象外とする。(場外搬出(2.7km))

竣工年月日	..	..		大建設計・倉森建築設計事務所共同企業体	DATE	2022 . 06 . 30	PROJ. NO.	P-2021-007	一級建築士 (第 272172 号) 高畑 憲明	PROJ. TITLE	総社市旧本庁舎・保健センター・総合福祉センター解体工事	
監理者印					CHECK					DWG. TITLE	総社市衛生設備 衛生器具リスト(旧本庁舎)	DWG. NO.
施工者印										SCALE	N.S.(A1) N.S.(A2)	M-3028


衛生器具表		器 具 名	型番・付属品	※型番は参考型番とする	合 計	屋外便所			2階西便所		
						男子 トイレ	女子 トイレ	前 室	男子 トイレ	女子 トイレ	
【新設器具】		洋風便器	CS597BC、SH596BAY、TCF4721V80W、HE30（肘付）、棚付二連紙巻器YH702、手すり1型T112C5	【電 源】1-100V	6	1	1		2	2	
		小便器	UFH500、TEA62ADR、T9R	1-100V	4	1			3		
		小便器手すり	T112CU2、T110D3R		1				1		
		洗面器	LS120APL（水石鯨入れ付）	1-100V	3				2	1	
		化粧鏡	（建築工事）		(2)				(1)	(1)	
		手洗器	LSE870AP、自動水栓TEL592AR、水石鯨入れTS125DR	1-100V	2	1	1				
		化粧鏡	YM4560FA（7-7型450×600）		2	1	1				
		ハンドドライヤー	TYC420W	1-100V	4	1	1		1	1	
		シャワーユニット	（建築工事） 水栓共		(1)			(1)			
		擬音装置	手かざし、露出447、乾電池仕様 YES400DR		3		1			2	

凡例

 撤去範囲を示す。

洋風大便器は撤去対象外とする。(場外搬出(2.7km))

竣工年月日	..	..		大建設計・倉森建築設計事務所共同企業体	DATE	2022 . 06 . 30	PROJ. NO.	P-2021-007	一級建築士（第 272172 号）高畑 恵明	PROJ. TITLE	総社市旧本庁舎・保健センター・総合福祉センター解体工事	
監理者印					CHECK					DWG. TITLE	総社市衛生設備 衛生器具リスト(旧本庁舎)	DWG. NO
施工者印										SCALE	N.S(A1) N.S(A2)	M-3029

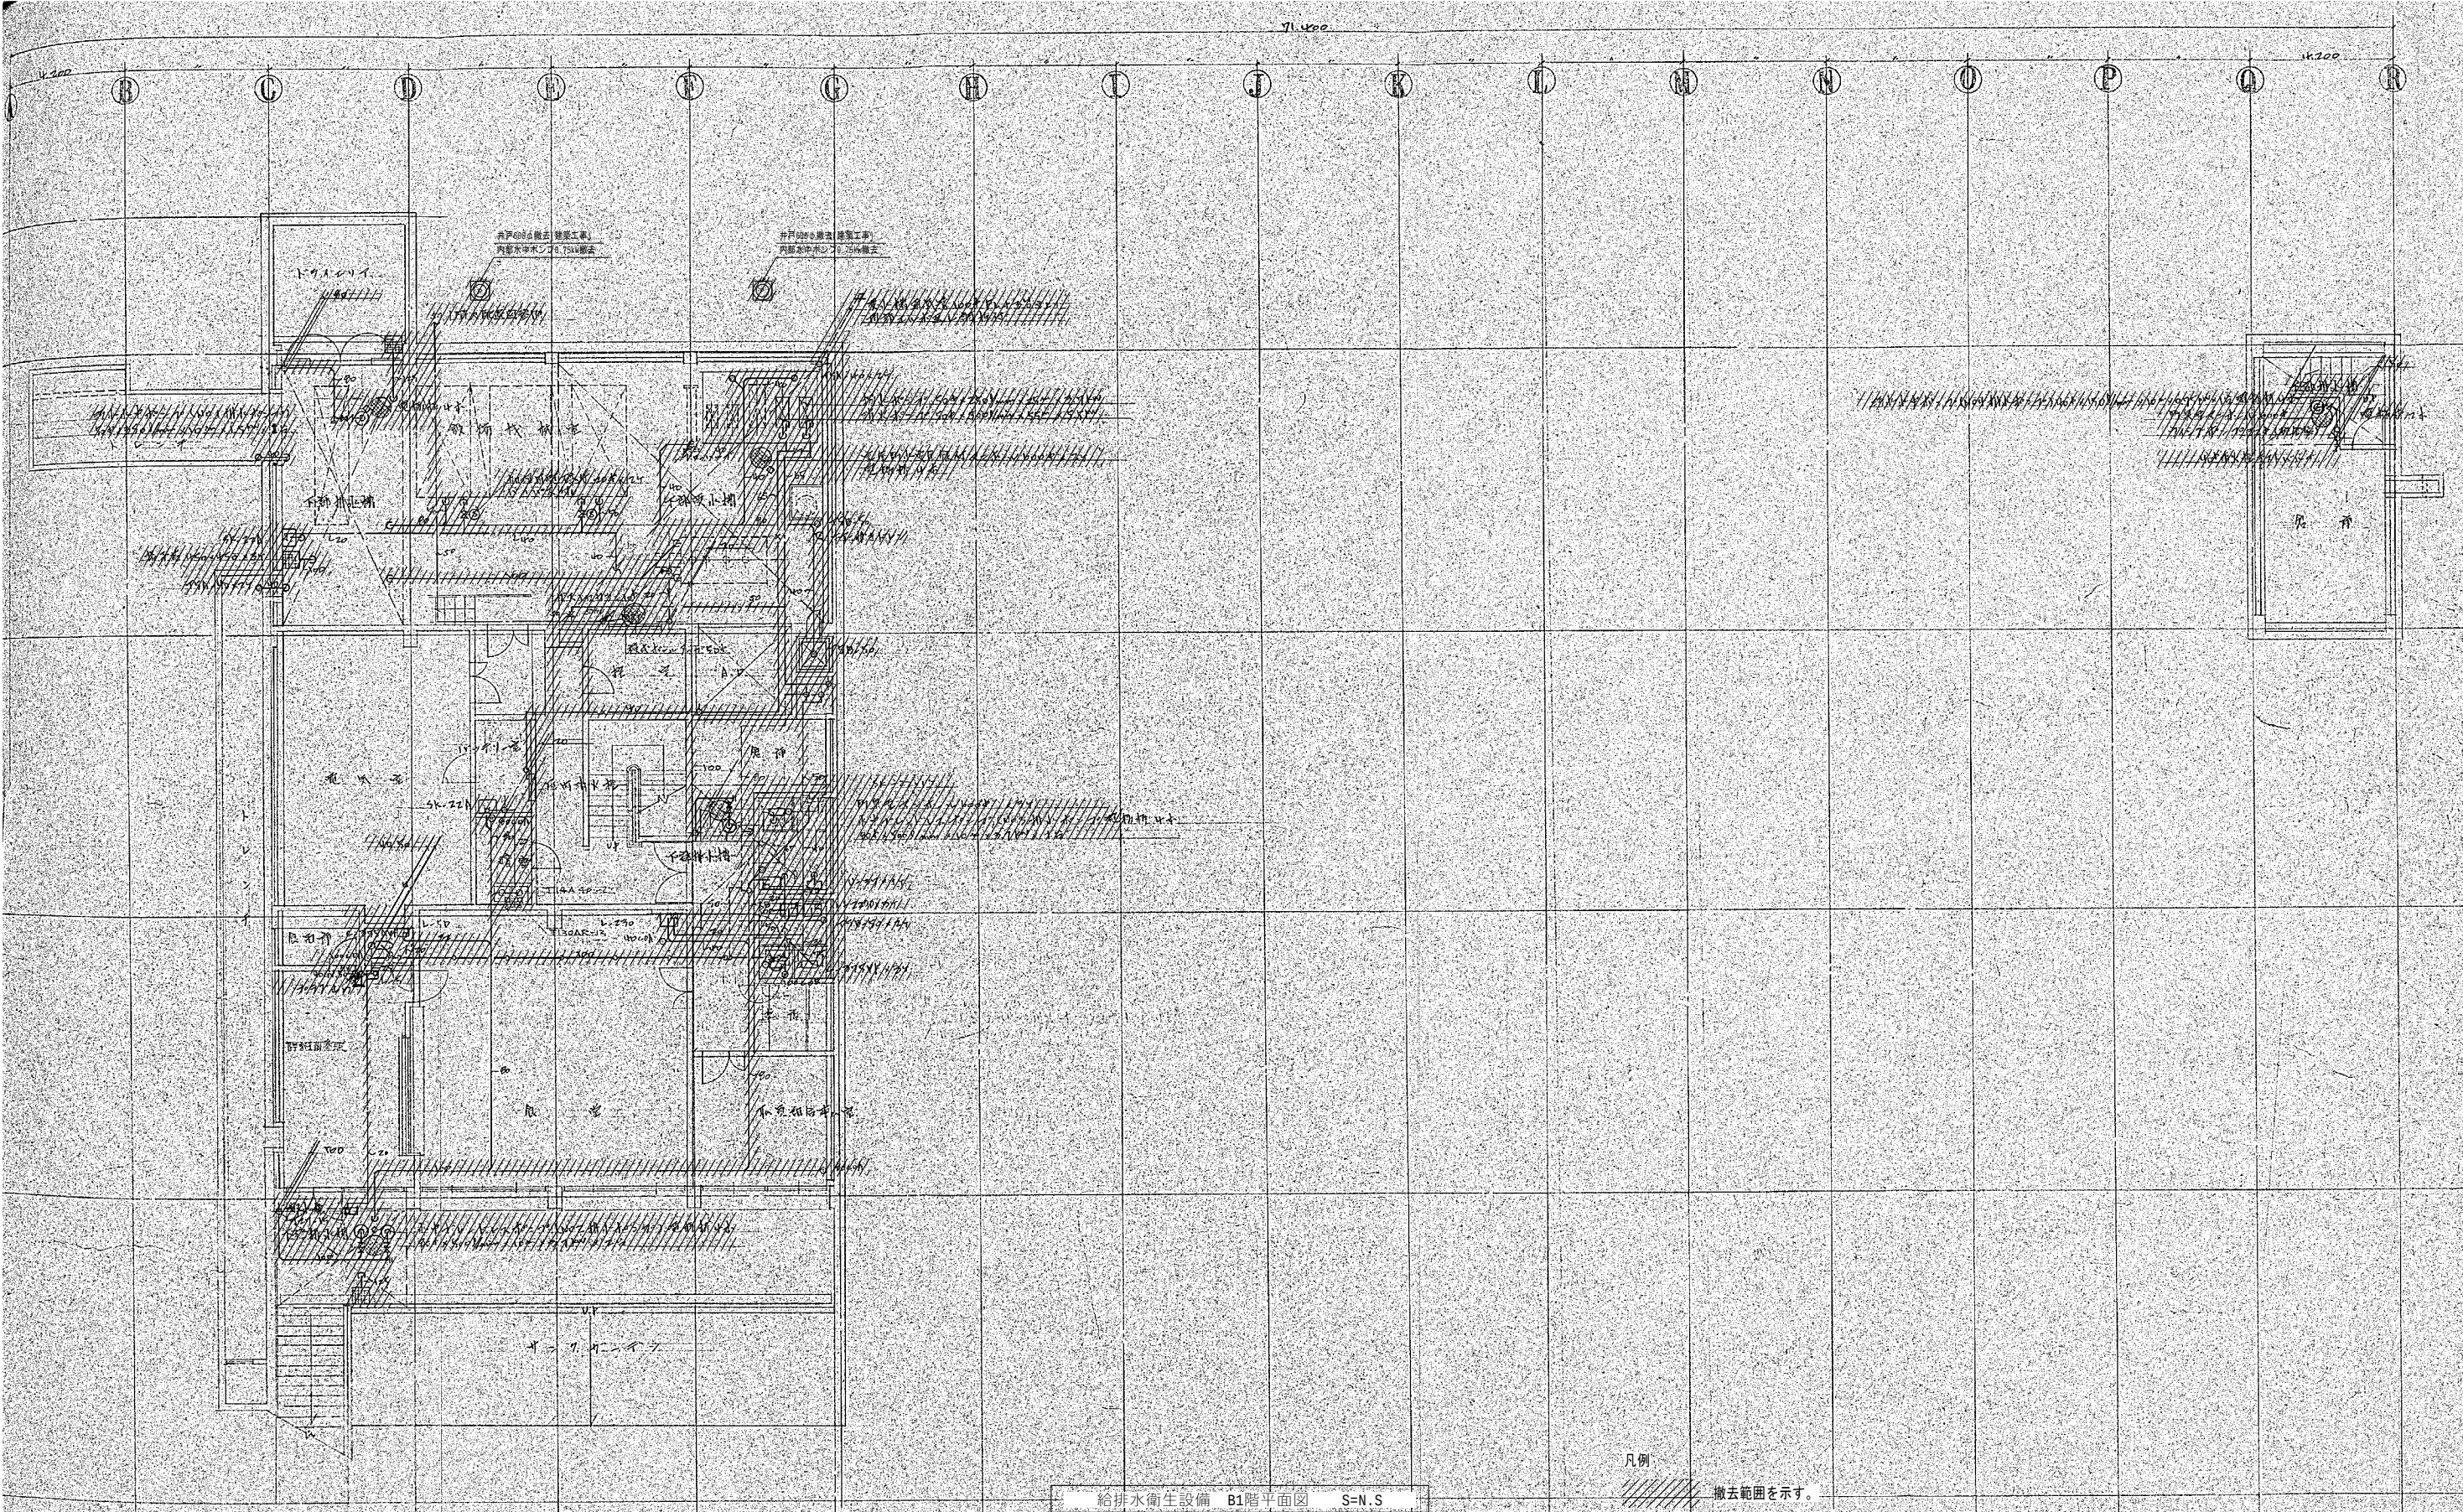

洋風大便器は撤去対象外とする。(場外搬出(2.7km))

竣工年月日	..	..				DATE	2022	06	30	PROJ. NO.	P-2021-007	一級建築士	(第 272172 号)	高畑 恵明	PROJ. TITLE	総社市旧本庁舎・保健センター・総合福祉センター解体工事	
監理者印						CHECK									OWN. TITLE	給排水衛生設備 B1階平面図(旧本庁舎)	OWN. NO
施工者印															SCALE	N.S.(A1) N.S.(A2)	M-3031